





1 **Planta Layout**
ESCALA - 1 : 100

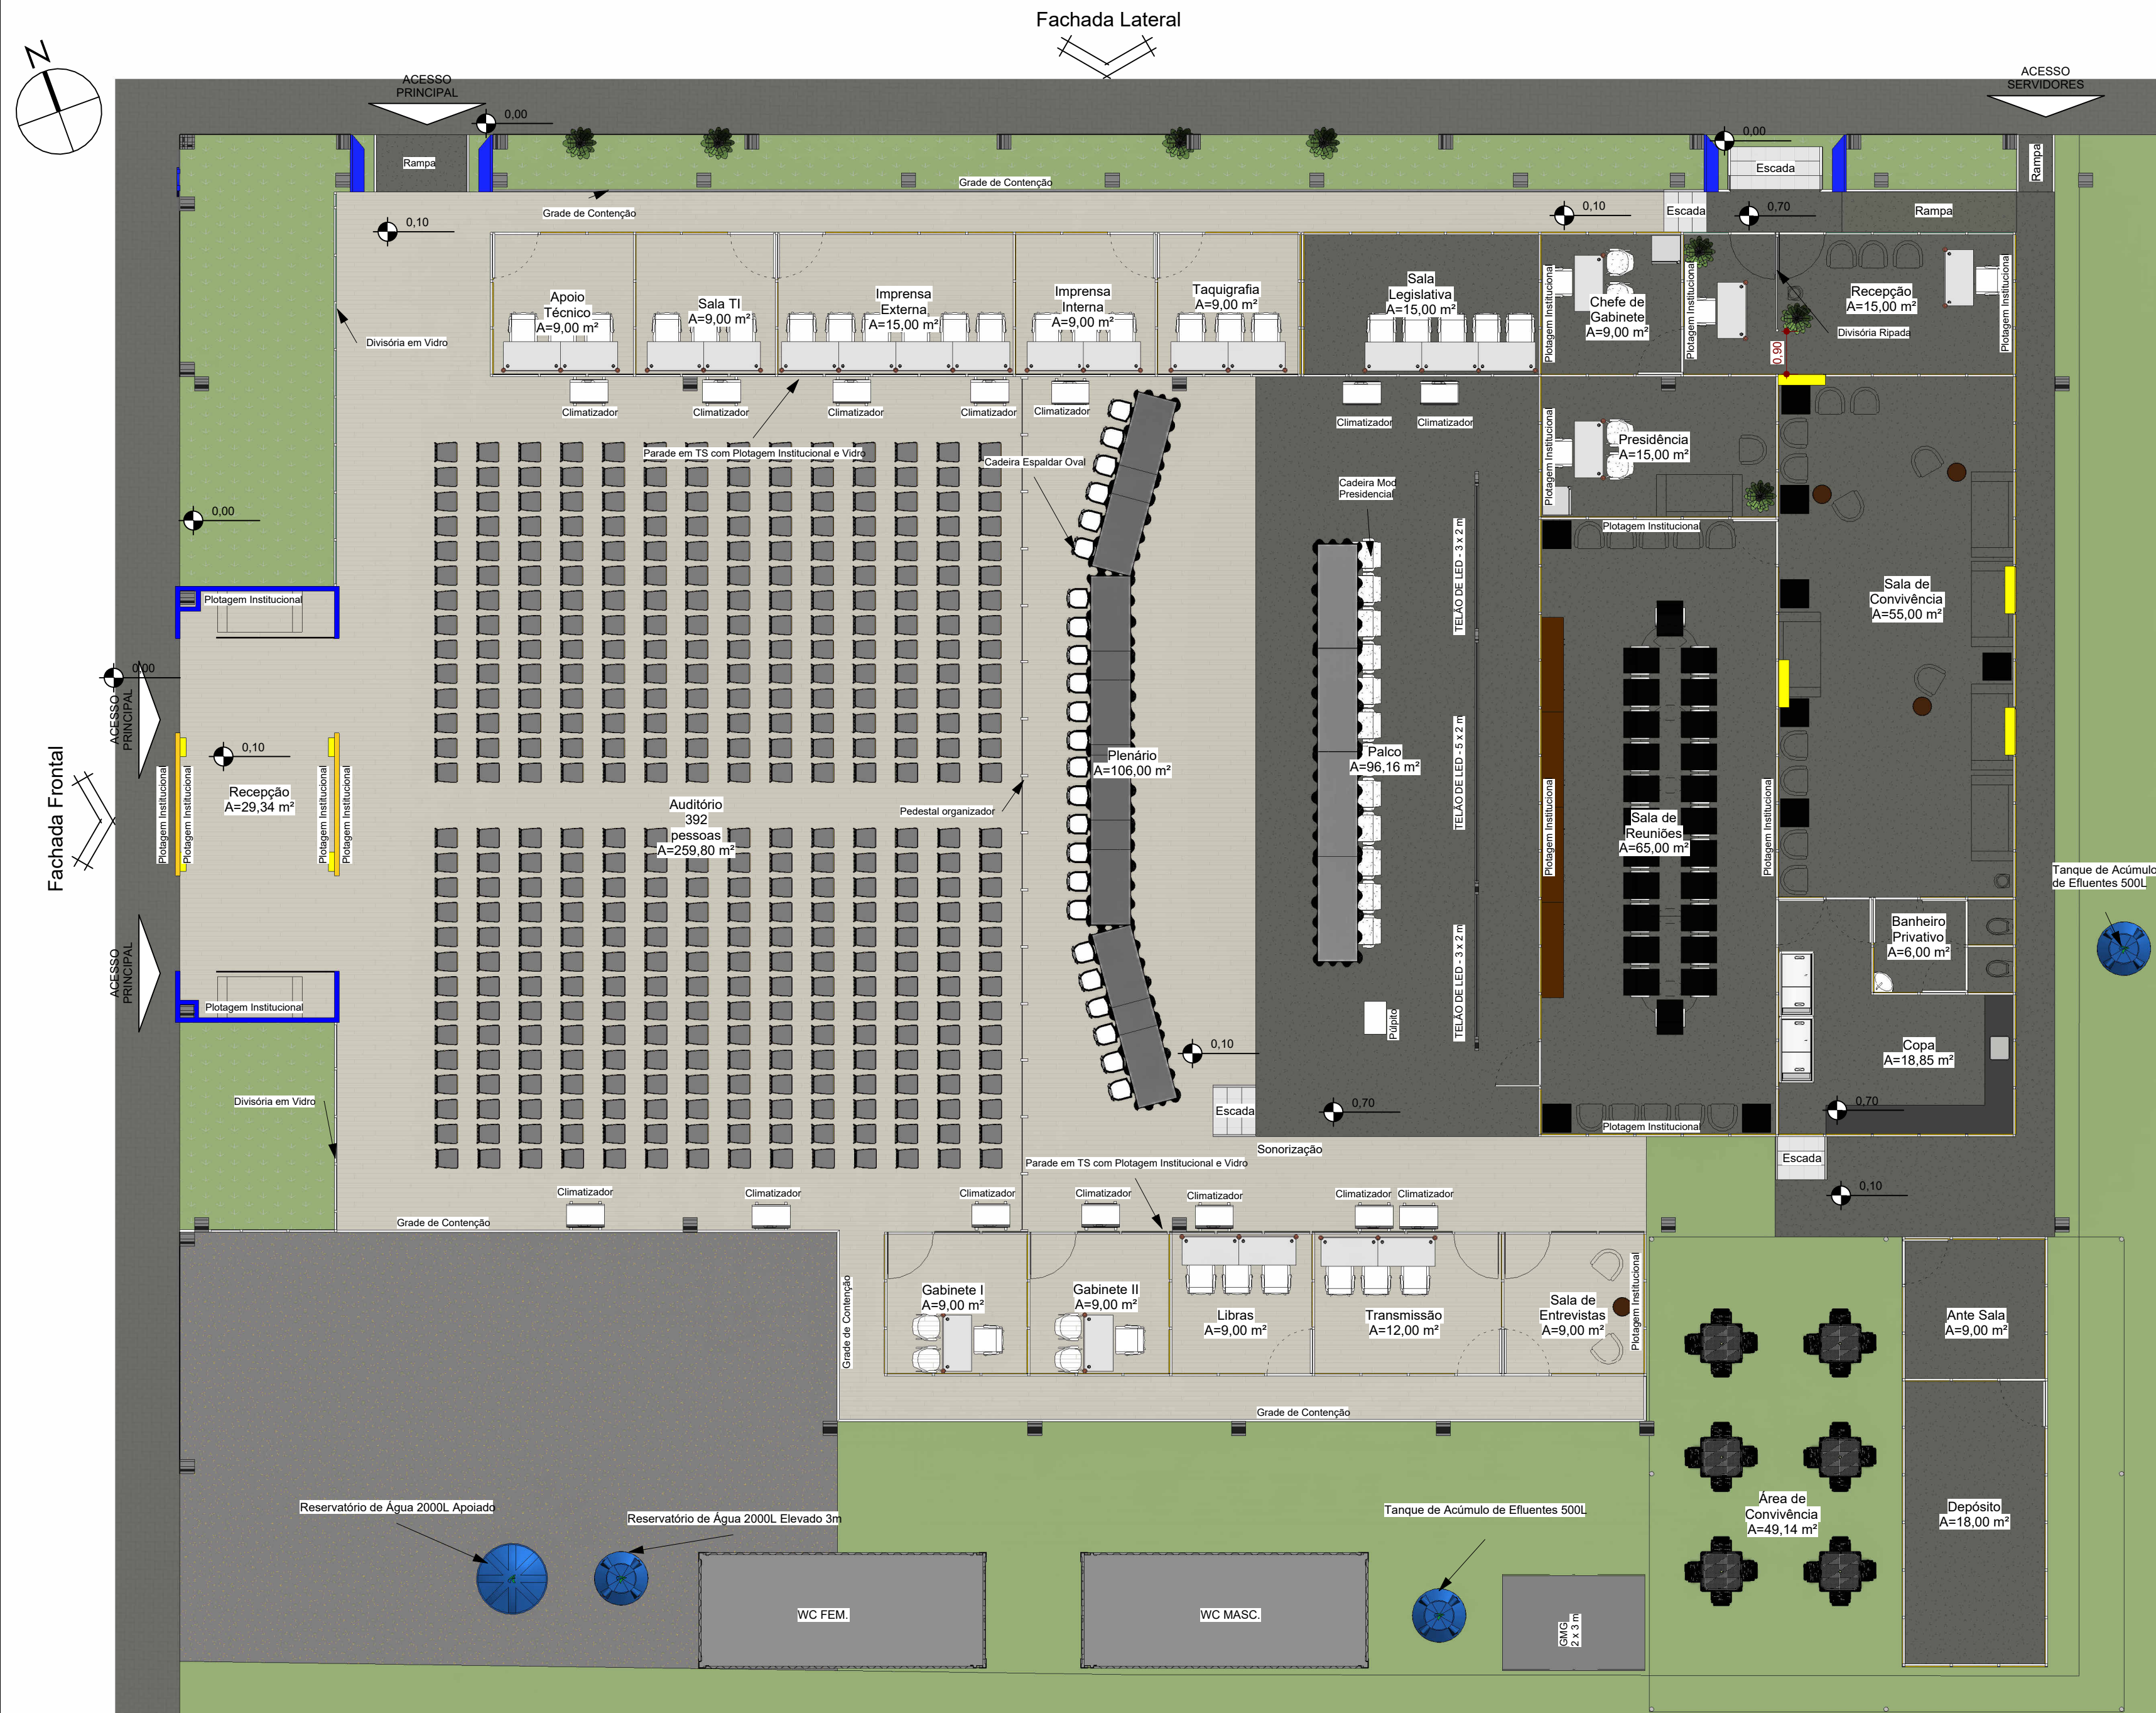

Recepção do plenário

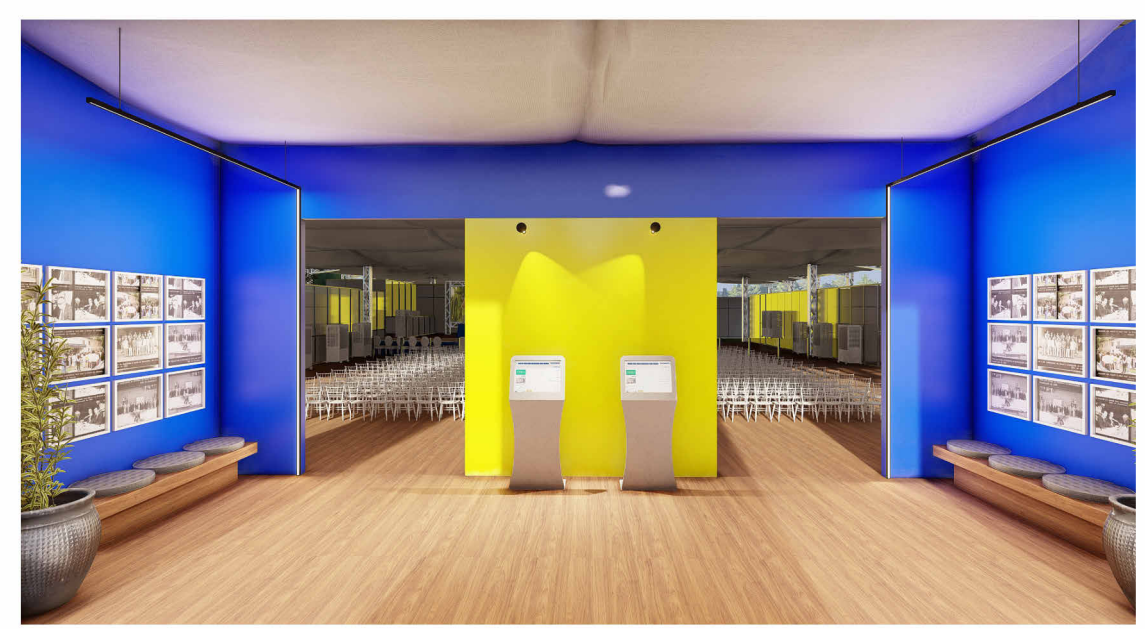



Plenário




Vista superior



Recepção interna

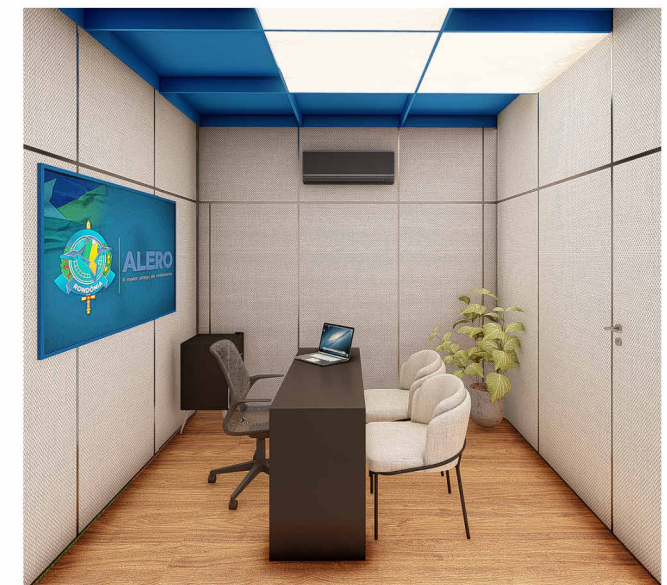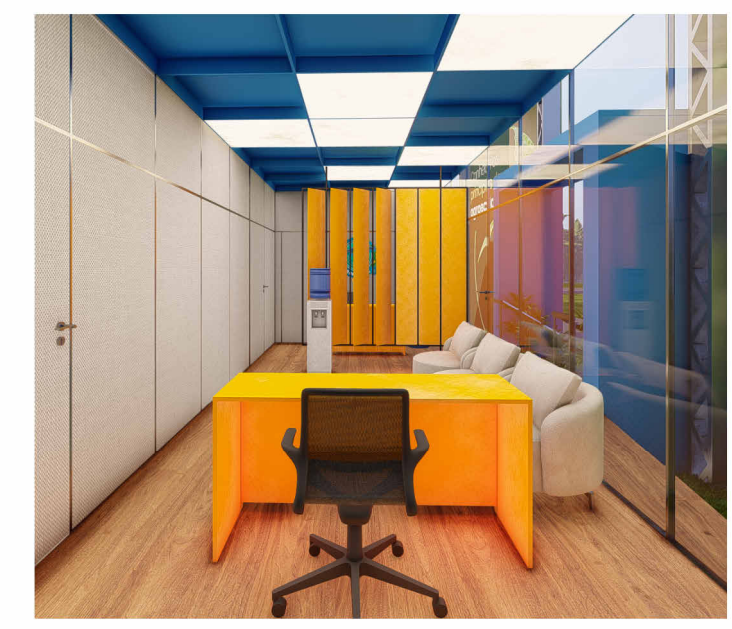

Presidência

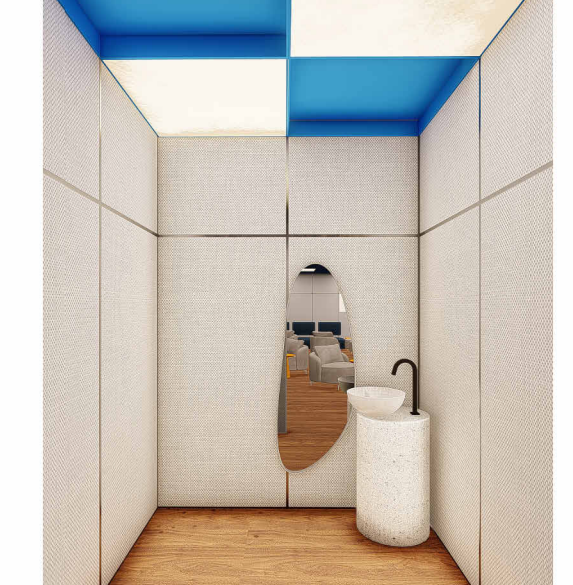

Chefe de gabinete



Sala de convivência




Sala de reunião




Sala de reunião


ASSEMBLEIA LEGISLATIVA DO ESTADO DE RONDÔNIA				
Endereço: Av. Farquar, 2562, Olaria, CEP 76.801-466, Porto Velho / RO				
SECRETARIA DE ENGENHARIA E ARQUITETURA				
Título do projeto: 12ª Rondônia Rural Show Internacional				
Título do desenho: Planta Layout				
Endereço da Obra: Centro Tecnológico Vandeci Rack, Ji-Paraná/RO				
Projeto:	Folha:	Data do Projeto:	Escala:	Prancha:
ARQUITETÔNICO	A1	MAR/2025	INDICADAS	01/06
Diego Chagas Machado - Autor do Projeto Analista Legislativo - Arquitetura CAU Nº A117591-2		Rodrigo Assis da Silva Secretário de Engenharia e Arquitetura CREA Nº 9323/D-MT		
Arlindo Lopes da Silva Secretário Geral		Alex Redano Presidente do Alero/RO		

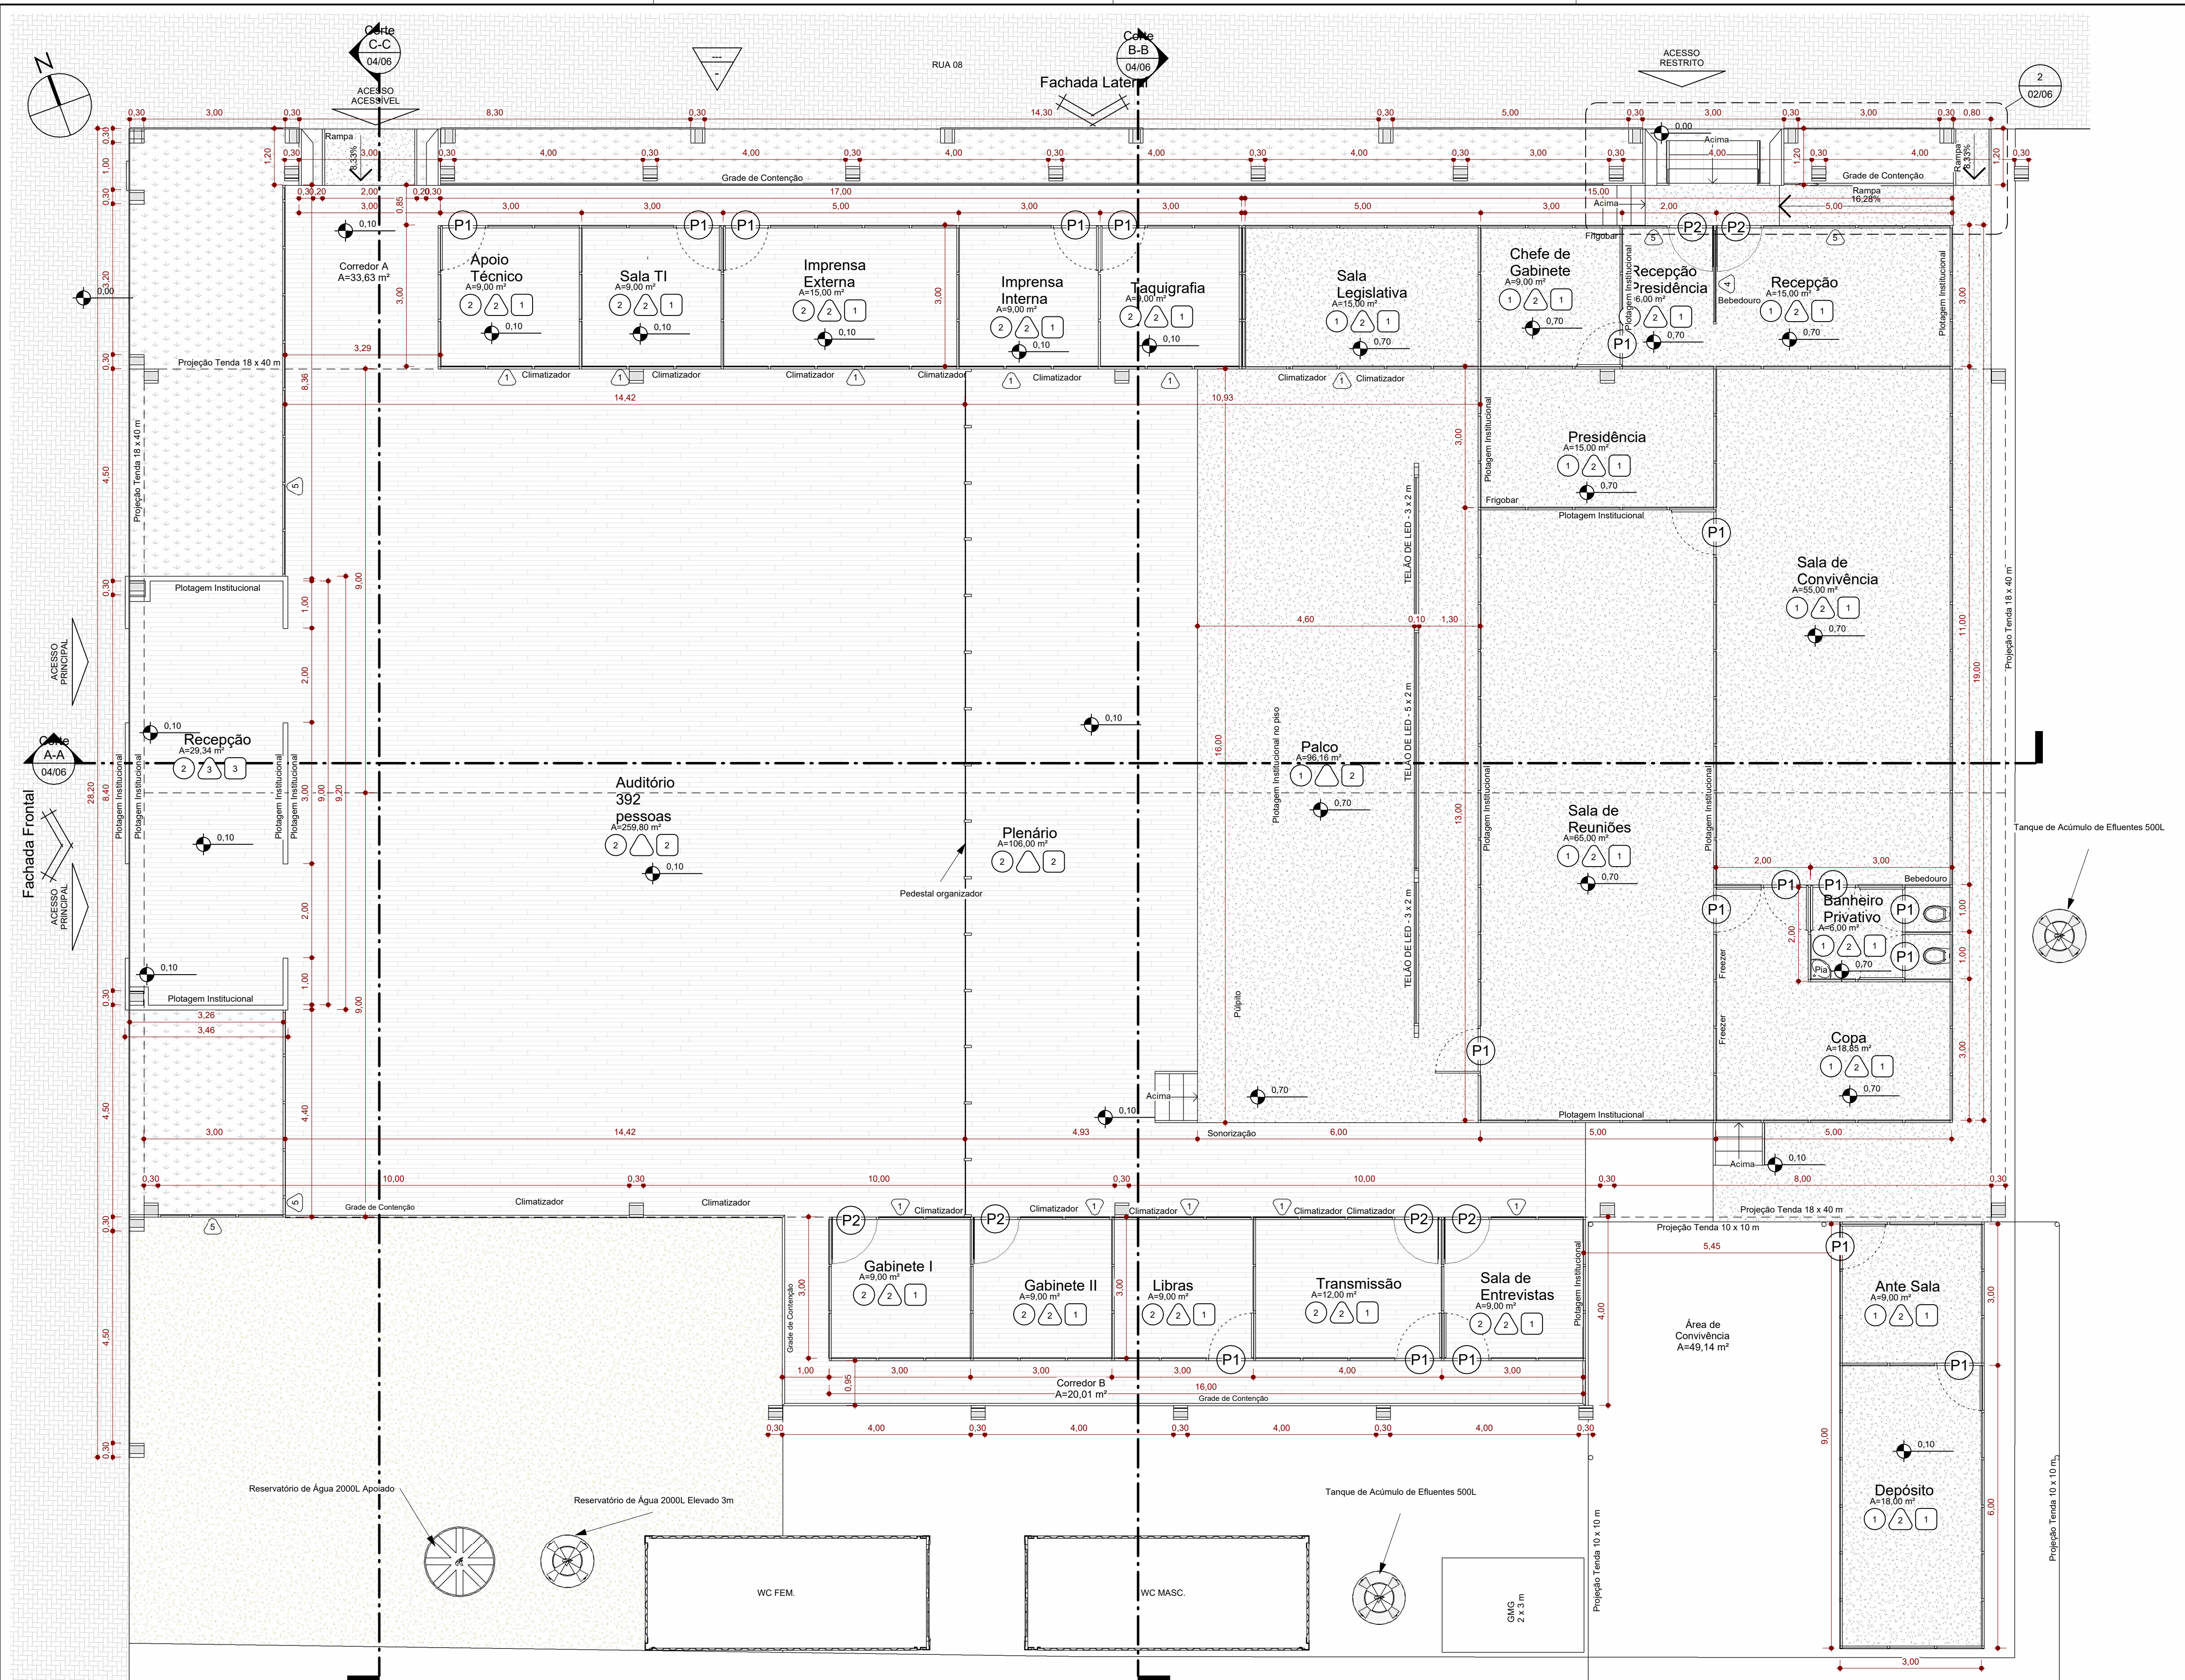

Planta Baixa
ESCALA -1 : 75

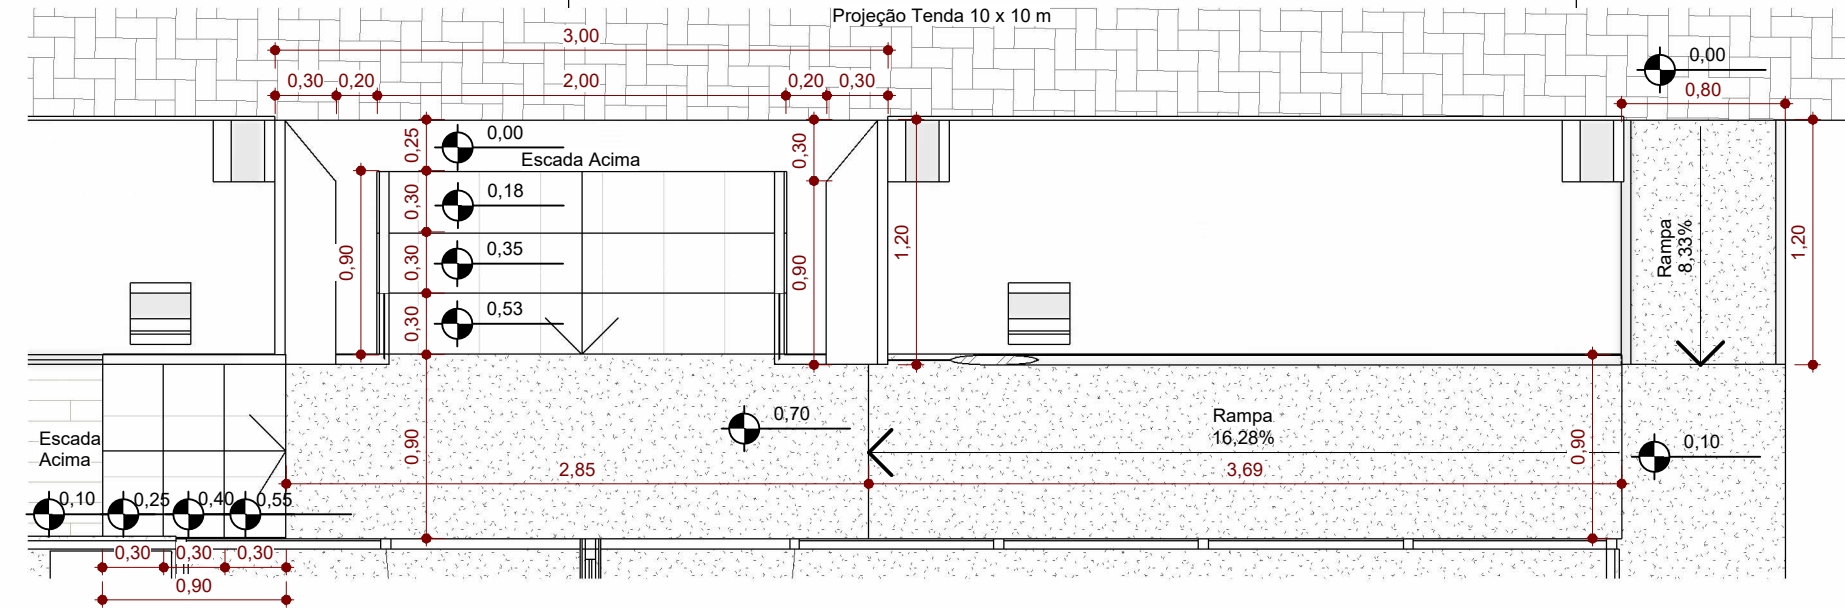

Acesso Parlamentar - Detalhamento
ESCALA -1 : 37

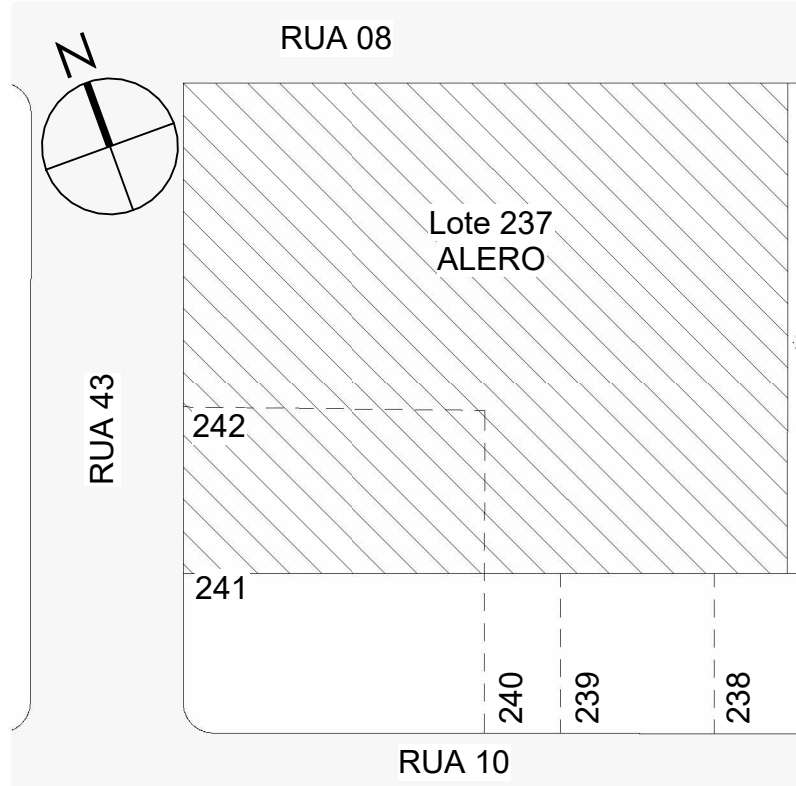

Planta de Situação
ESCALA - 1 : 500

Quadro de Acabamentos	
	Pisos
1	Piso em Deck de Madeira Estruturado em Ferro e Nivelado
2	Piso em Deck de Madeira Elevado Revestido com Piso Vinílico
	Paredes
1	Divisória em Painéis TS Plotado e Vidro
2	Divisória em Painéis TS
3	Placa de Madeira Revestida com Adeviso Plotado
4	Divisória em Madeira Ripada
5	Divisória em Painéis de Vidro
	Forro
1	Forro em Painéis TS adesivados na cor azul conforme proj. int.
2	Forro em Tecido Antichama na Cor Branca
3	Forro Placa de Madeira

OBS.: O Fachamento Lateral do Piso nas Fachadas será em Carpete na Cor Preta.

TABELA DE ESQUADRIAS				
Descrição	Largura	Altura	Modelo	Quantidade
P1	0,95	2,10	PORTA EM PAINEL TS DE ABRIR - 1 FOLHA	18
P2	0,95	2,10	PORTA DE VIDRO EM PAINEL TS DE ABRIR - 1 FOLHA	6

ASSEMBLEIA LEGISLATIVA DO ESTADO DE RONDÔNIA

Endereço: Av. Farquar, 2562, Olaria, CEP 76.801-466, Porto Velho / RO

SECRETARIA DE ENGENHARIA E ARQUITETURA

Título do projeto: **12ª Rondônia Rural Show Internacional**

Título do desenho: **Planta Baixa**

Endereço da Obra: **Centro Tecnológico Vandeci Rack, Ji-Paraná/RO**


Projeto: ARQUITETÔNICO	Folha: A1	Data do Projeto: MAR/2025	Escala: INDICADAS	Prancha: 02/06
-------------------------------	------------------	----------------------------------	--------------------------	-----------------------

Diego Chagas Machado - Autor do Projeto
Analista Legislativo - Arquitetura
CAU Nº A117591-2


Rodrigo Assis da Silva
Secretário de Engenharia e Arquitetura
CREA Nº 9323/D-MT

Arildo Lopes da Silva
Secretário Geral


Alex Redano
Presidente do Alero/RO

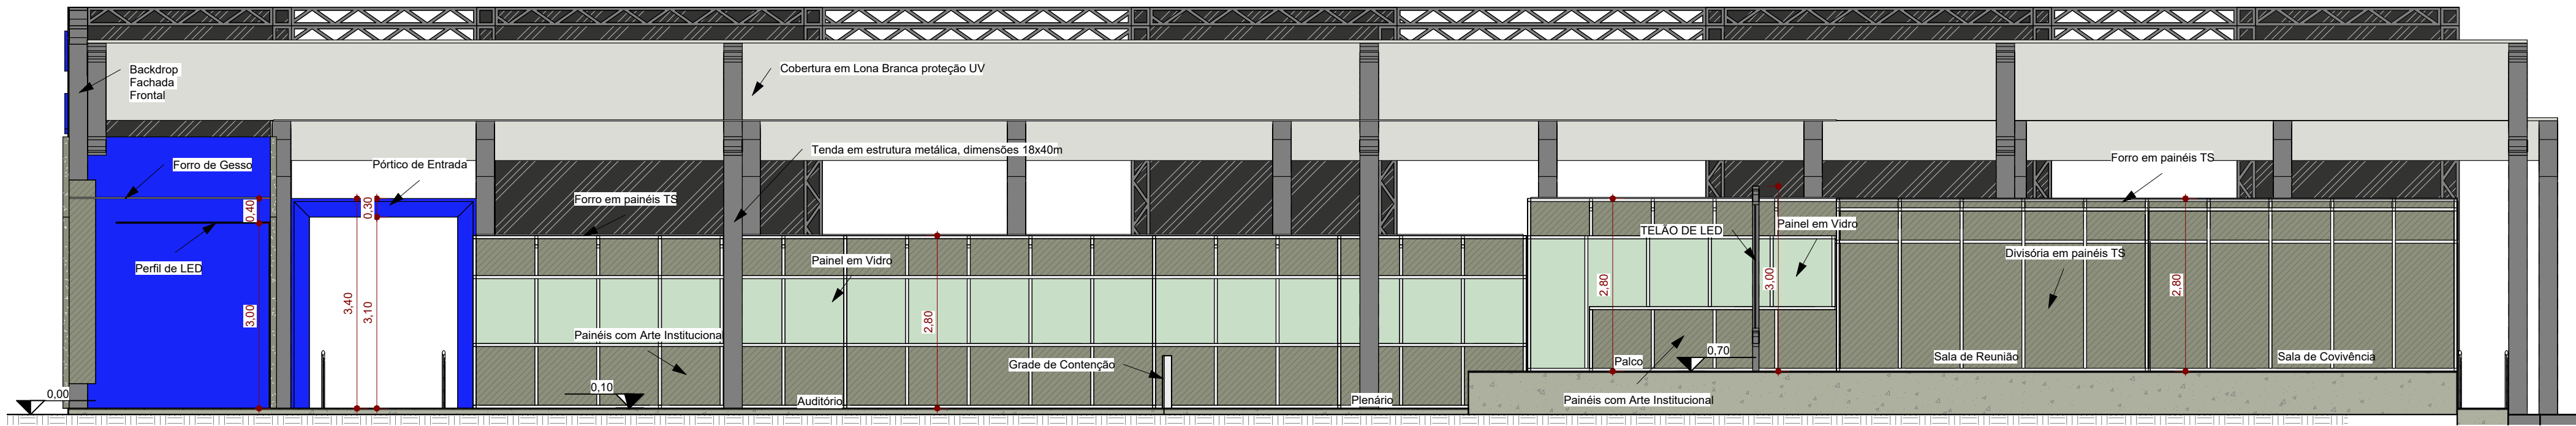


1 **Corte A-A**
ESCALA - 1 : 75

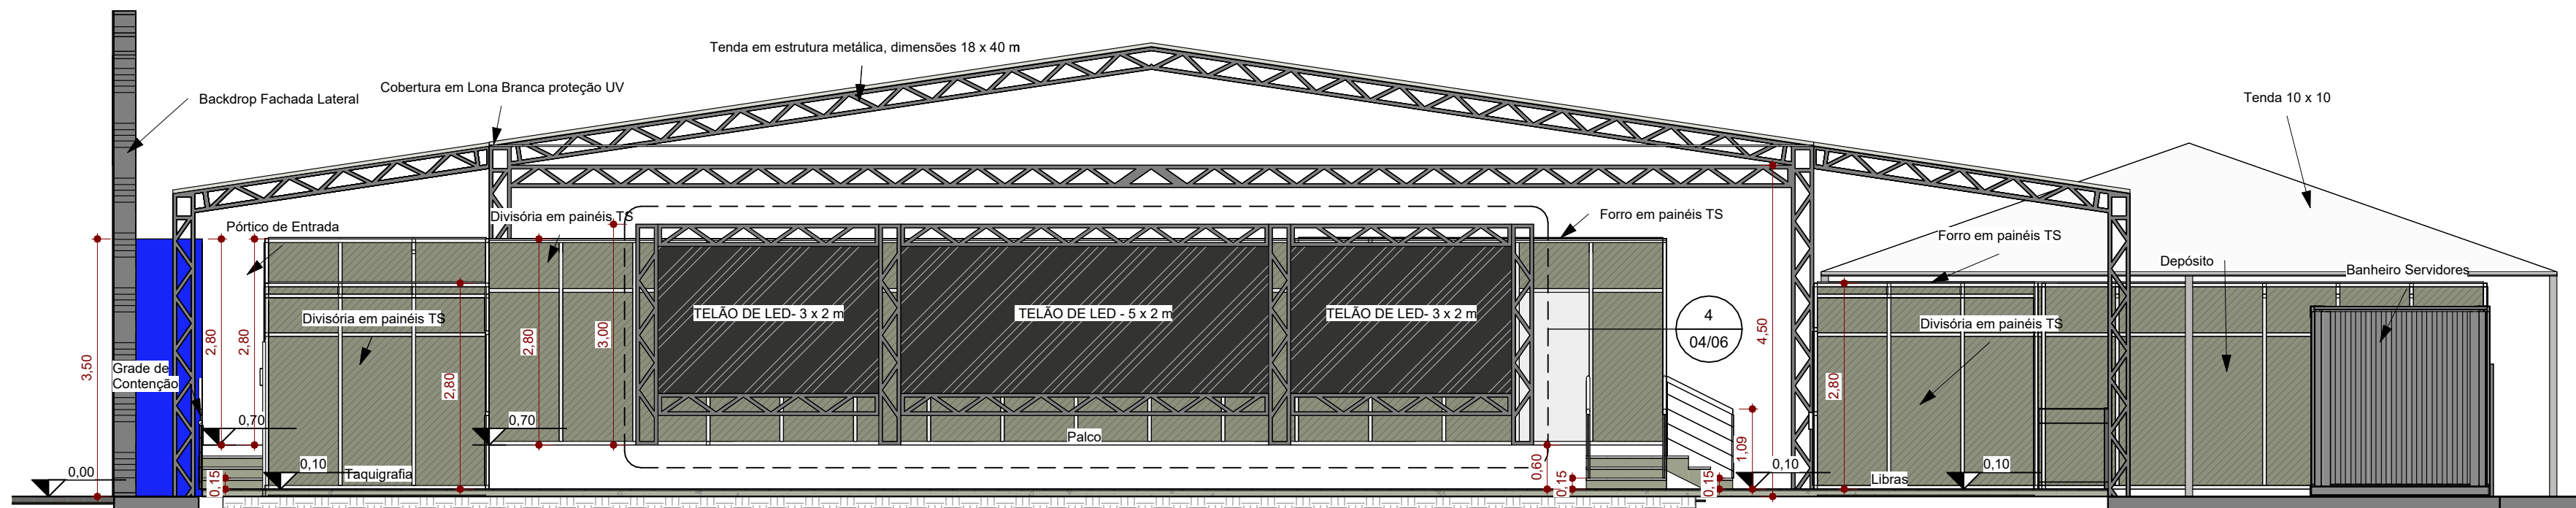

2 **Corte B-B**
ESCALA - 1 : 75

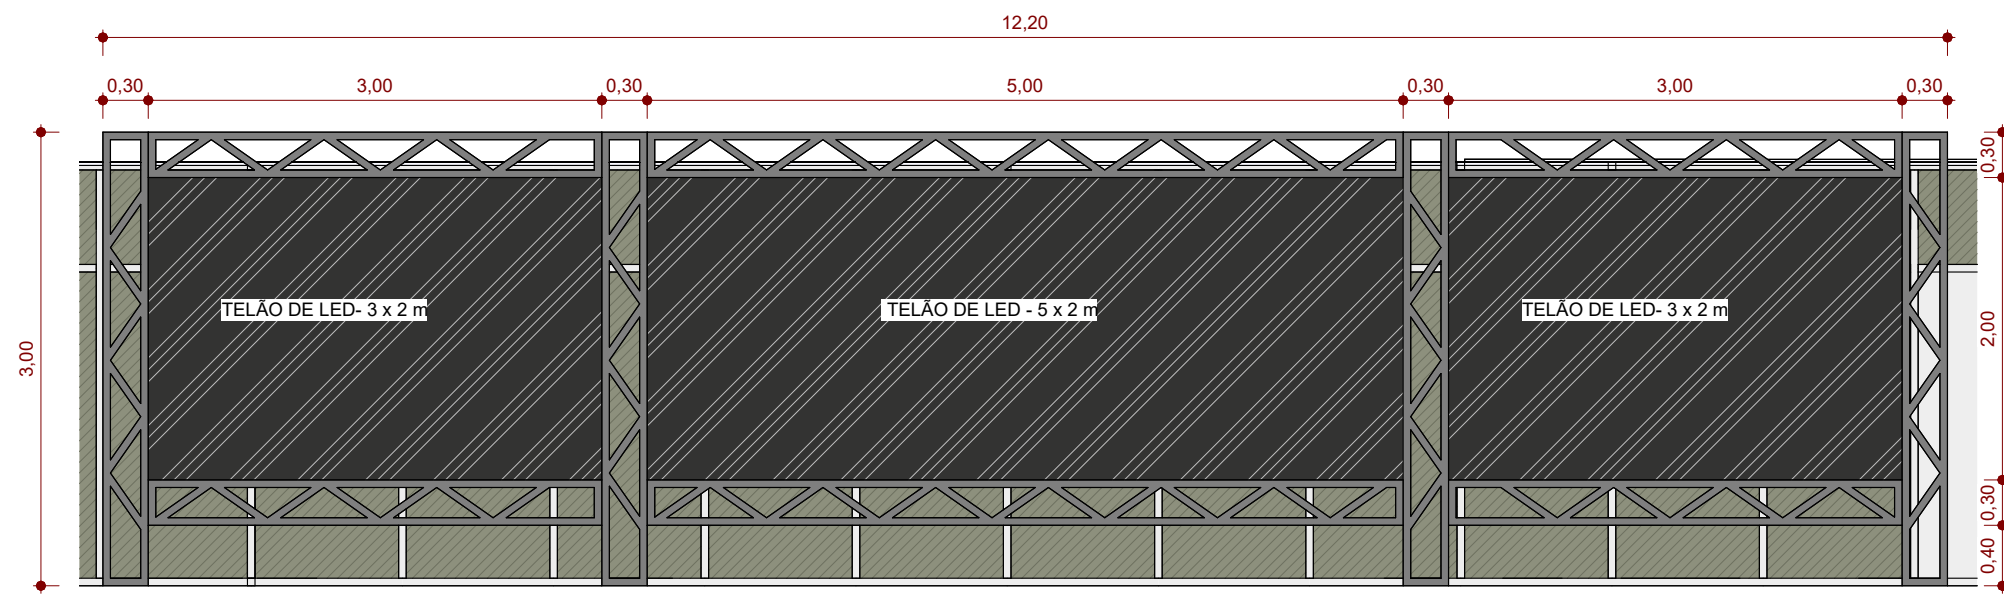

4 **Detalhamento - Backdrop do Palco**
ESCALA - 1 : 50

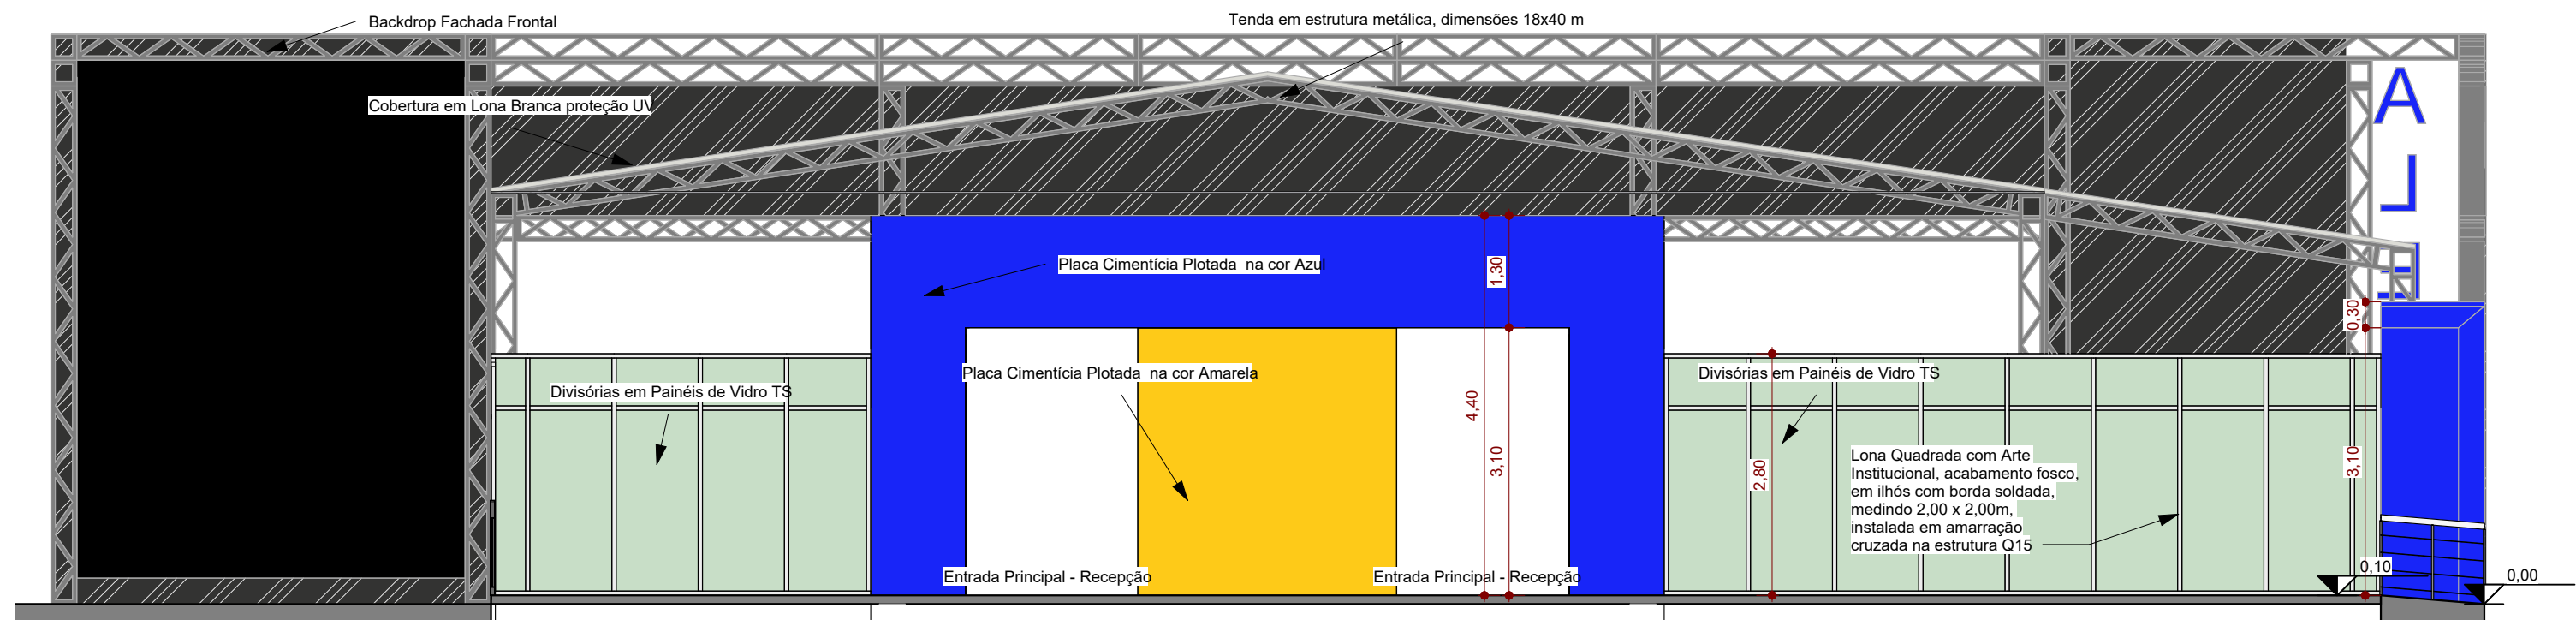

3 **Corte C-C**
ESCALA - 1 : 75



**ASSEMBLEIA LEGISLATIVA DO
ESTADO DE RONDÔNIA**

Endereço: Av. Farquar, 2562, Olaria, CEP 76.801-466, Porto Velho / RO

SECRETARIA DE ENGENHARIA E ARQUITETURA

Título do projeto:

12ª Rondônia Rural Show Internacional

Título do desenho:

Cortes

Endereço da Obra:

Centro Tecnológico Vandeci Rack, Ji-Paraná/RO

Projeto:

ARQUITETÔNICO

Folha:

A1

Data do Projeto:

MAR/2025

Escala:

INDICADAS

Prancha:


04/06

Diego Chagas Machado - Autor do Projeto
Analista Legislativo - Arquitetura
CAU Nº A117591-2


Rodrigo Assis da Silva
Secretário de Engenharia e Arquitetura
CREA Nº 9323/D-MT

Arildo Lopes da Silva
Secretário Geral


Alex Redano
Presidente da Ale/RO

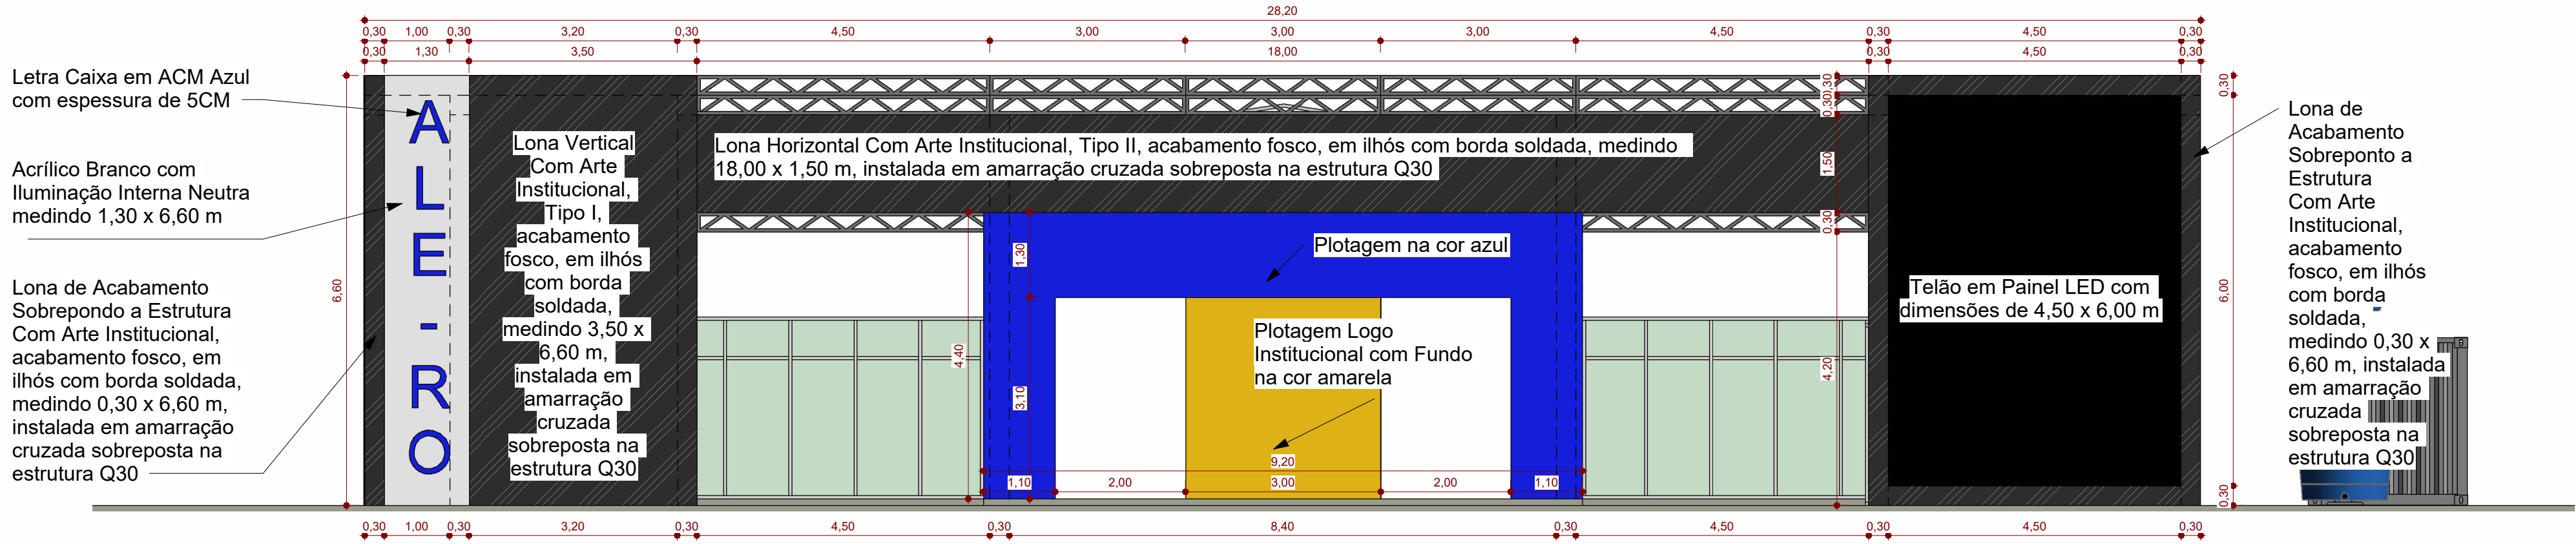

1 **Fachada Frontal**
ESCALA -1 : 75

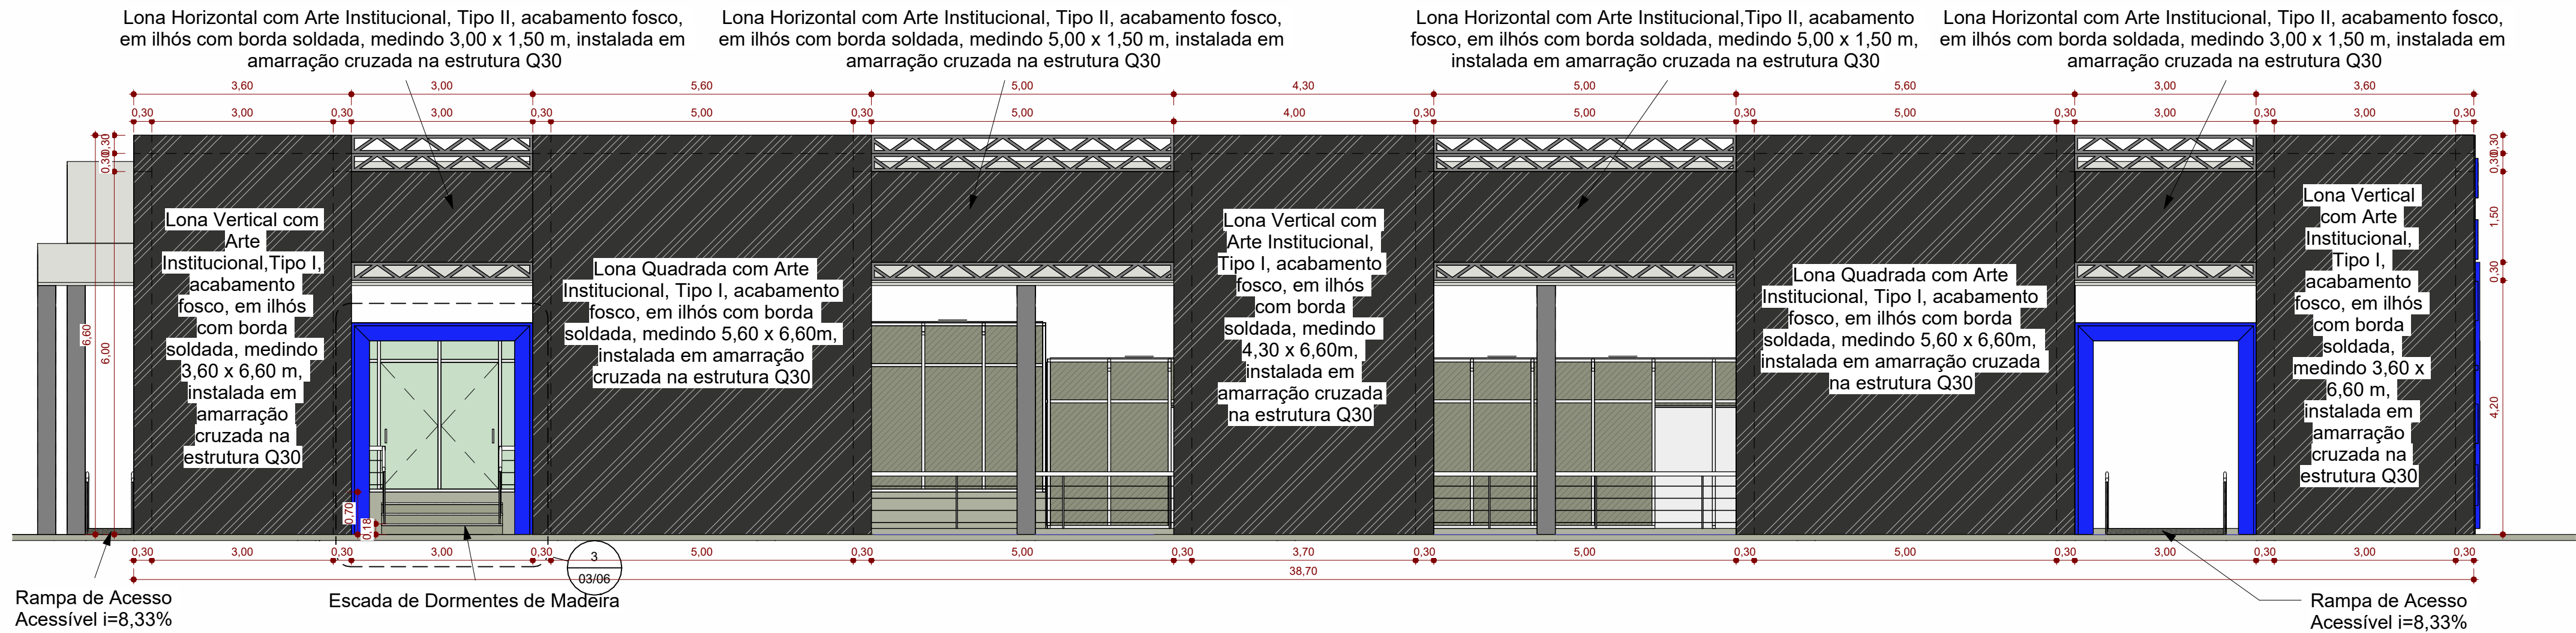

2 **Fachada Lateral**
ESCALA -1 : 75

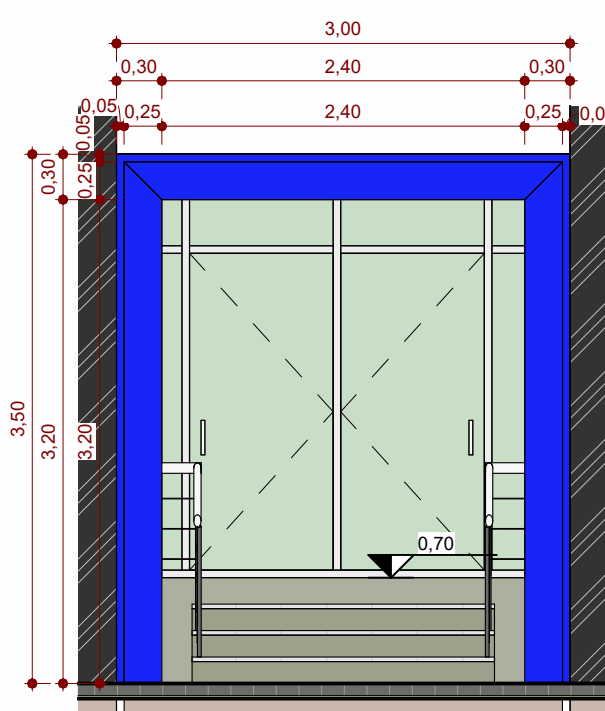

3 **Pórtico de Entrada**
ESCALA - 1 : 50

OBS.: A indicação quanto ao Tipo, refere ao modelo de arte a qual deve respeitar similaridade na paleta de cores, conforme imagens rederizadas.



Fachada Frontal



Fachada Lateral


 ASSEMBLEIA LEGISLATIVA DO ESTADO DE RONDÔNIA Endereço: Av. Farquar, 2562, Olaria, CEP 76.801-466, Porto Velho / RO				
SECRETARIA DE ENGENHARIA E ARQUITETURA				
Título do projeto: 12ª Rondônia Rural Show Internacional				
Título do desenho: Fachadas Lateral e Frontal				
Endereço da Obra: Centro Tecnológico Vandeci Rack, Ji-Paraná/RO				
Projeto: ARQUITETÔNICO	Folha: A1	Data do Projeto: MAR/2025	Escala: INDICADAS	Prancha: 03/06
Diego Chagas Machado - Autor do Projeto Analista Legislativo - Arquitetura CAU Nº A117591-2		Rodrigo Assis da Silva Secretário de Engenharia e Arquitetura CREA Nº 9323/D-MT		
Arlindo Lopes da Silva Secretário Geral		Alex Redano Presidente do Alero/RO		



Fachada Frontal



Fachada Lateral

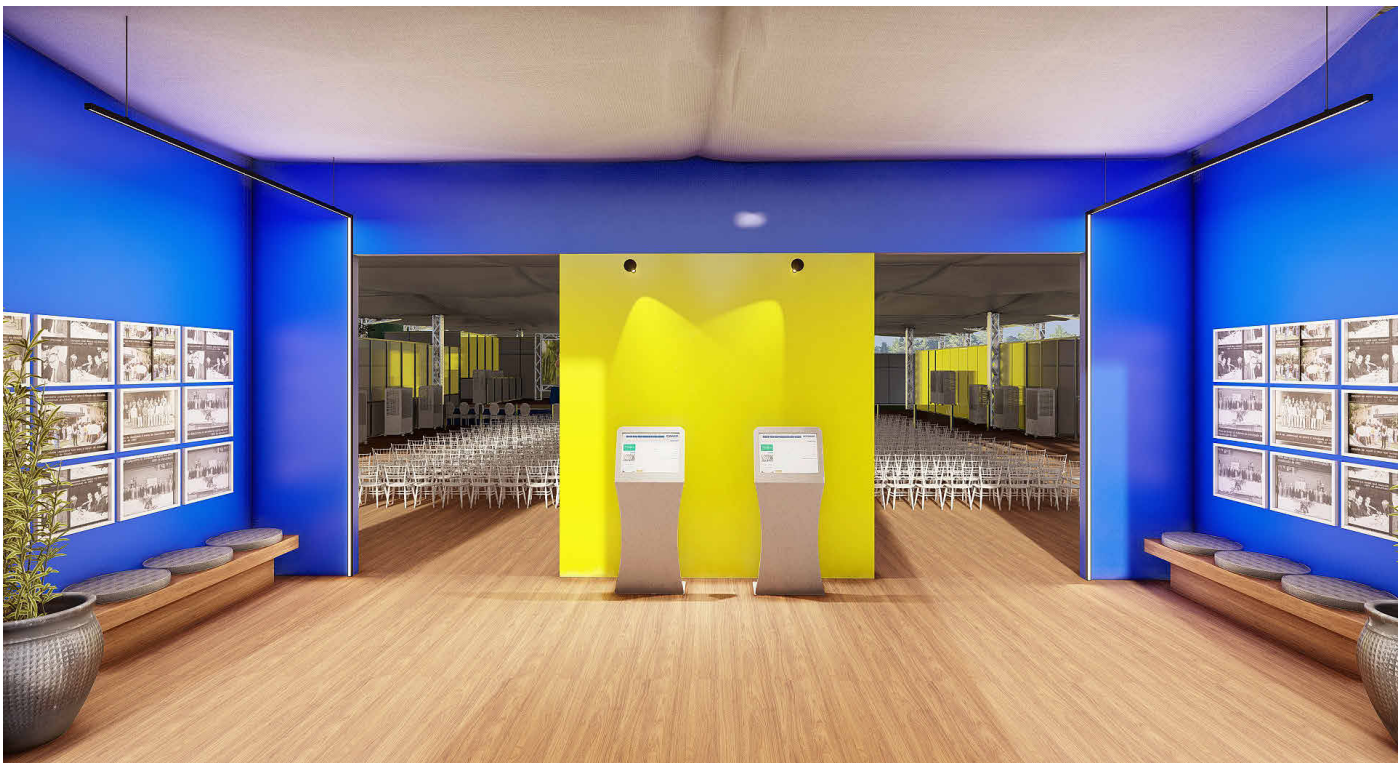




Recepção do Plenário




Plenário



Recepção Interna

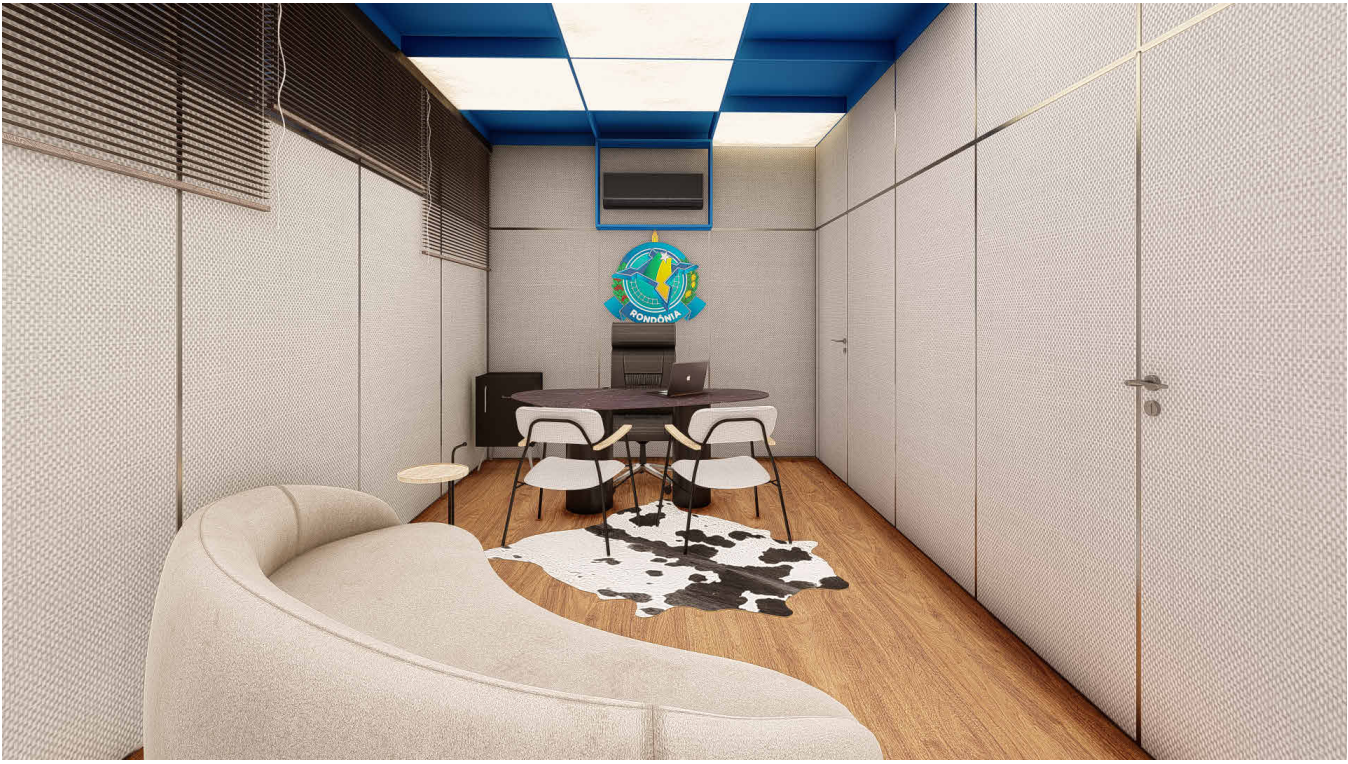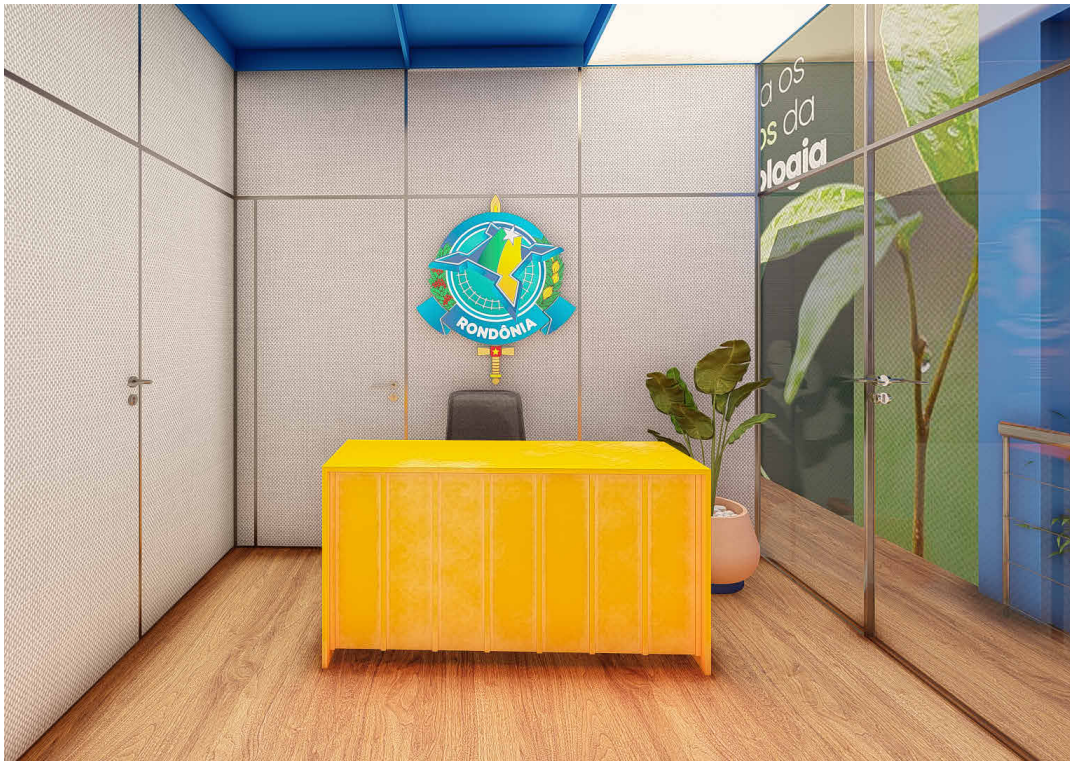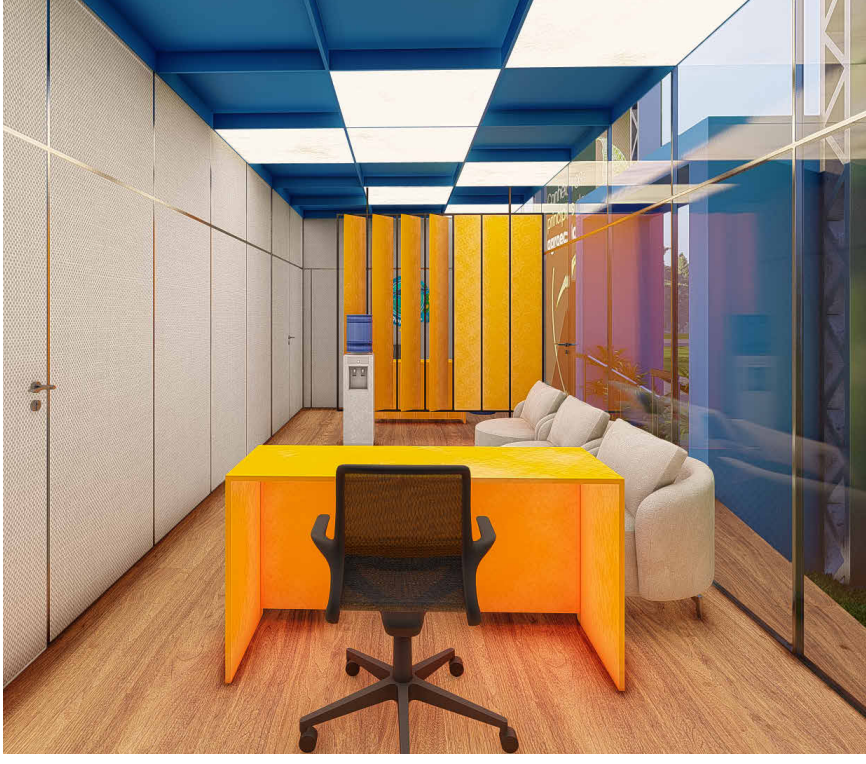

Presidência

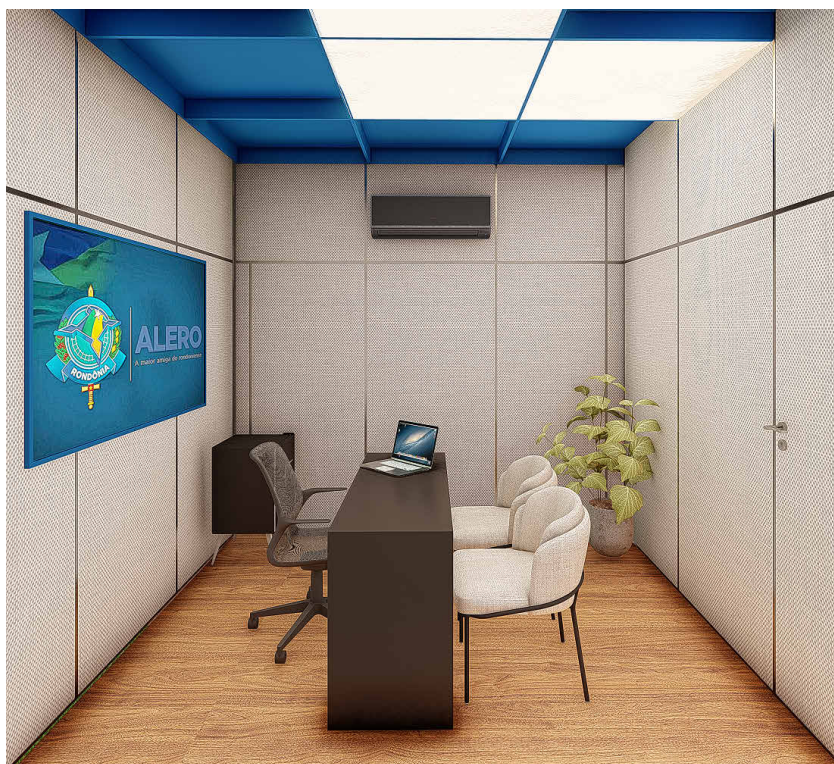


Chefe de gabinete



Lavatório




Sala de reuniões

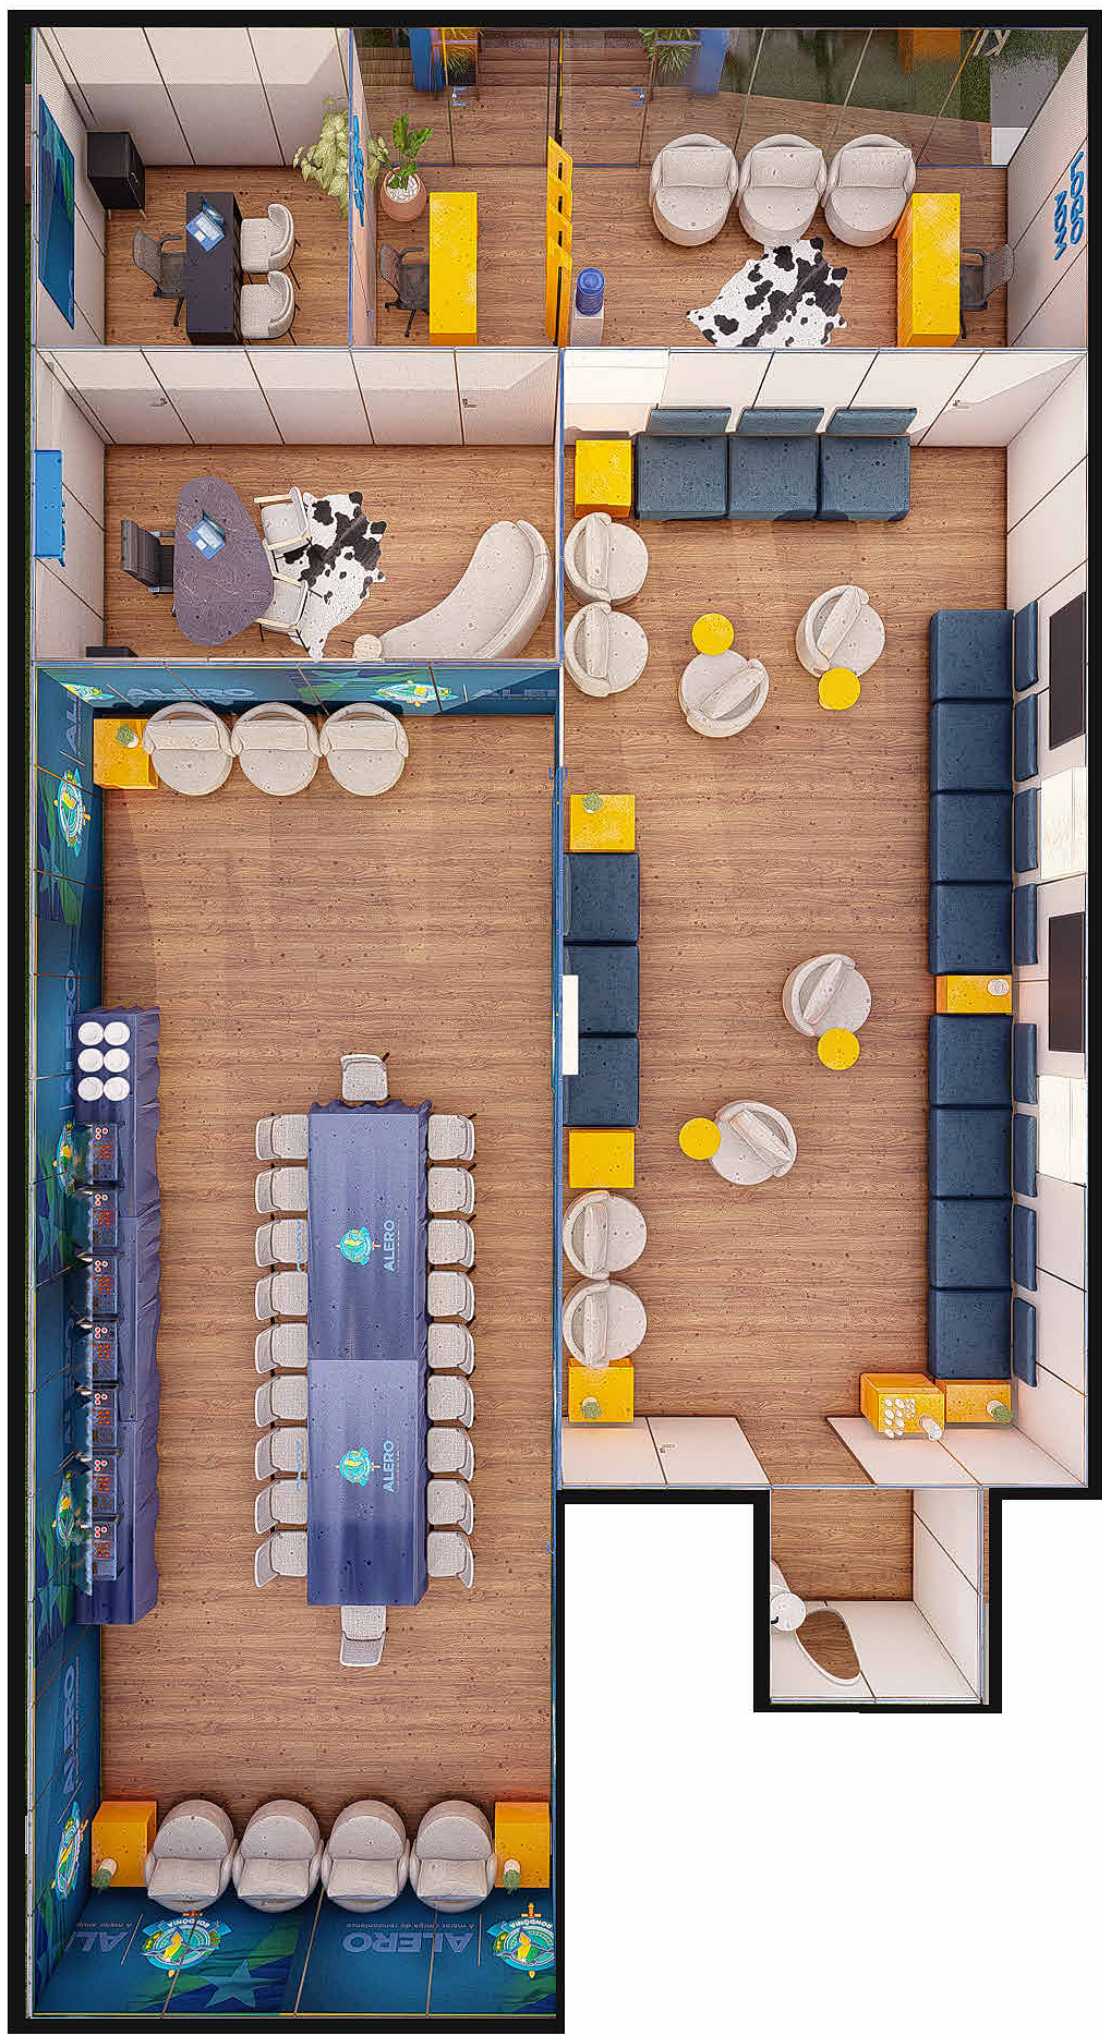

Vista superior



Sala de convivência

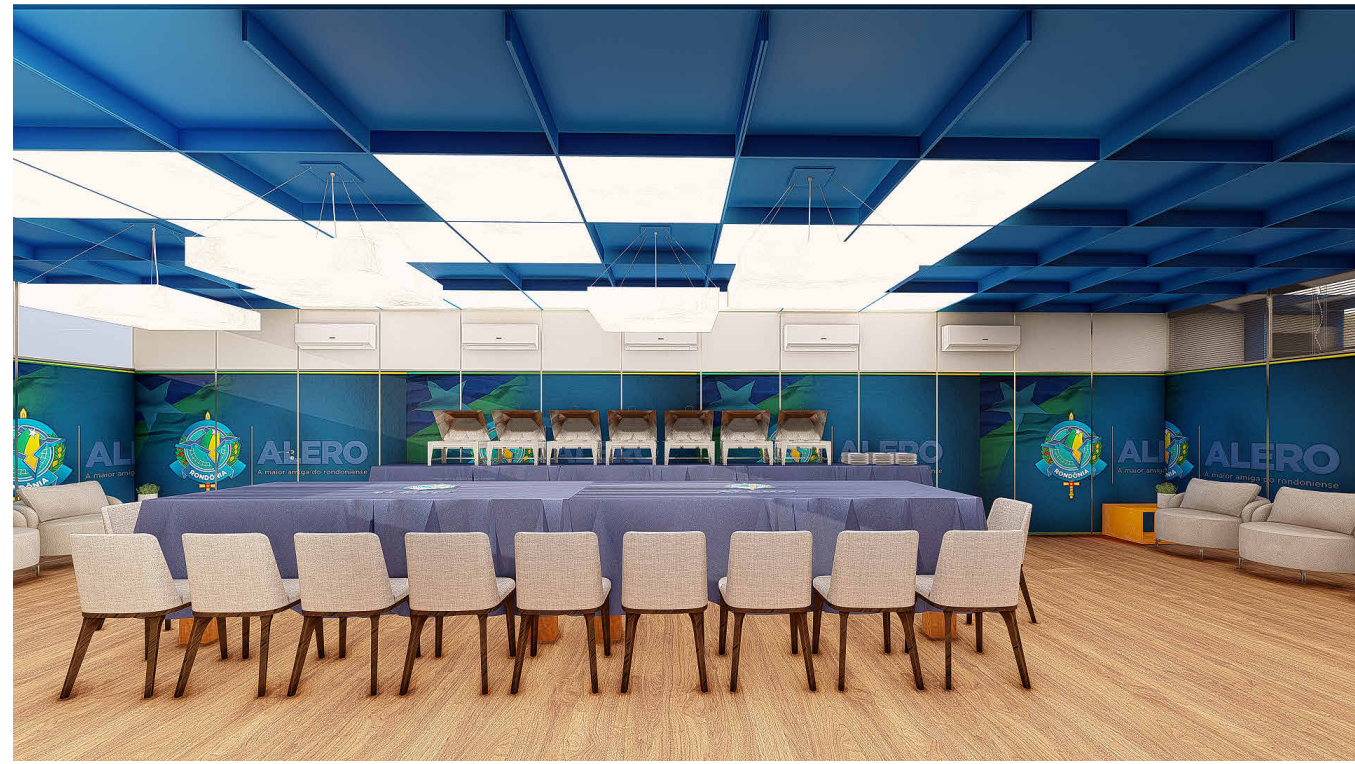

ASSEMBLEIA LEGISLATIVA DO ESTADO DE RONDÔNIA
Endereço: Av. Farquar, 2562, Olaria, CEP 76.801-466, Porto Velho / RO

SECRETARIA DE ENGENHARIA E ARQUITETURA

Título do projeto: **12ª Rondônia Rural Show Internacional**

Título do desenho: **Imagens Renderizadas**

Endereço da Obra: **Centro Tecnológico Vandeci Rack, Ji-Paraná/RO**


Projeto:	Folha:	Data do Projeto:	Escala:	Prancha:
ARQUITETÔNICO	A1	MAR/2025	INDICADAS	06/06

Diego Chagas Machado - Autor do Projeto
Analista Legislativo - Arquitetura
CAU Nº A117591-2


Rodrigo Assis da Silva
Secretário de Engenharia e Arquitetura
CREA Nº 9323/D-MT

Arildo Lopes da Silva
Secretário Geral

Alex Redano
Presidente da Ale/RO

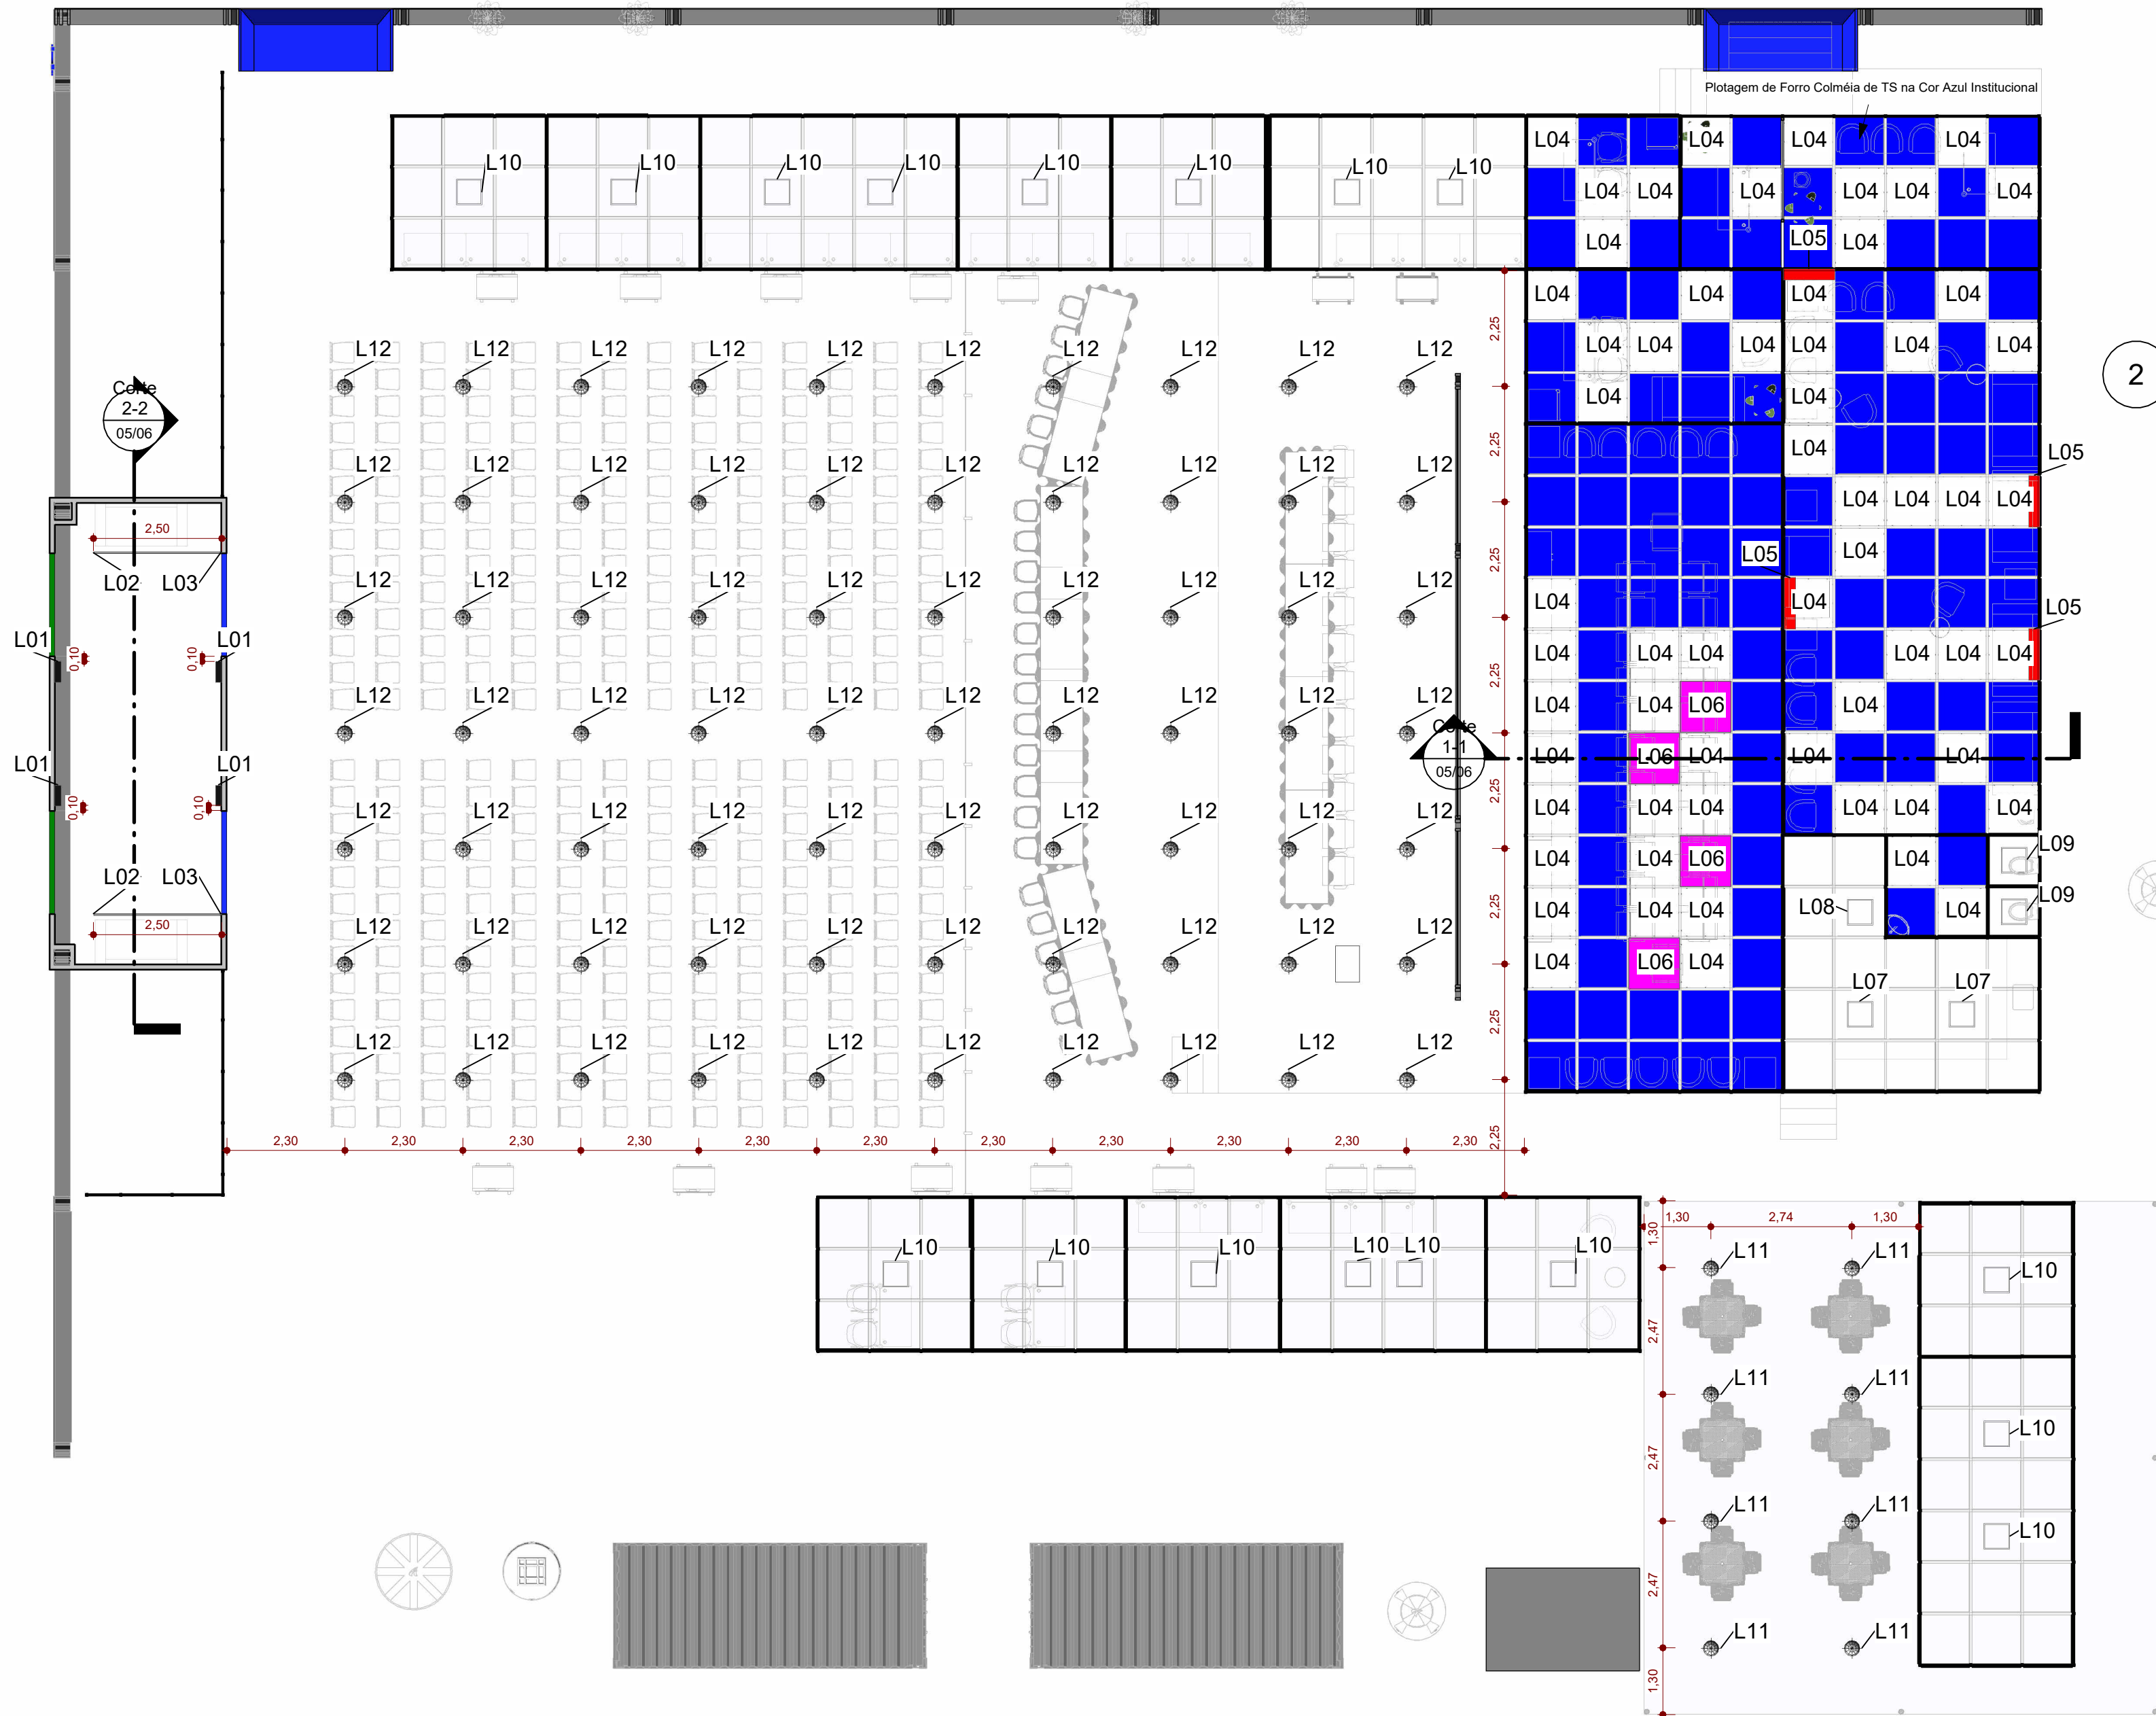

1 **Projeto de Forro e Iluminação**
ESCALA - 1 : 100

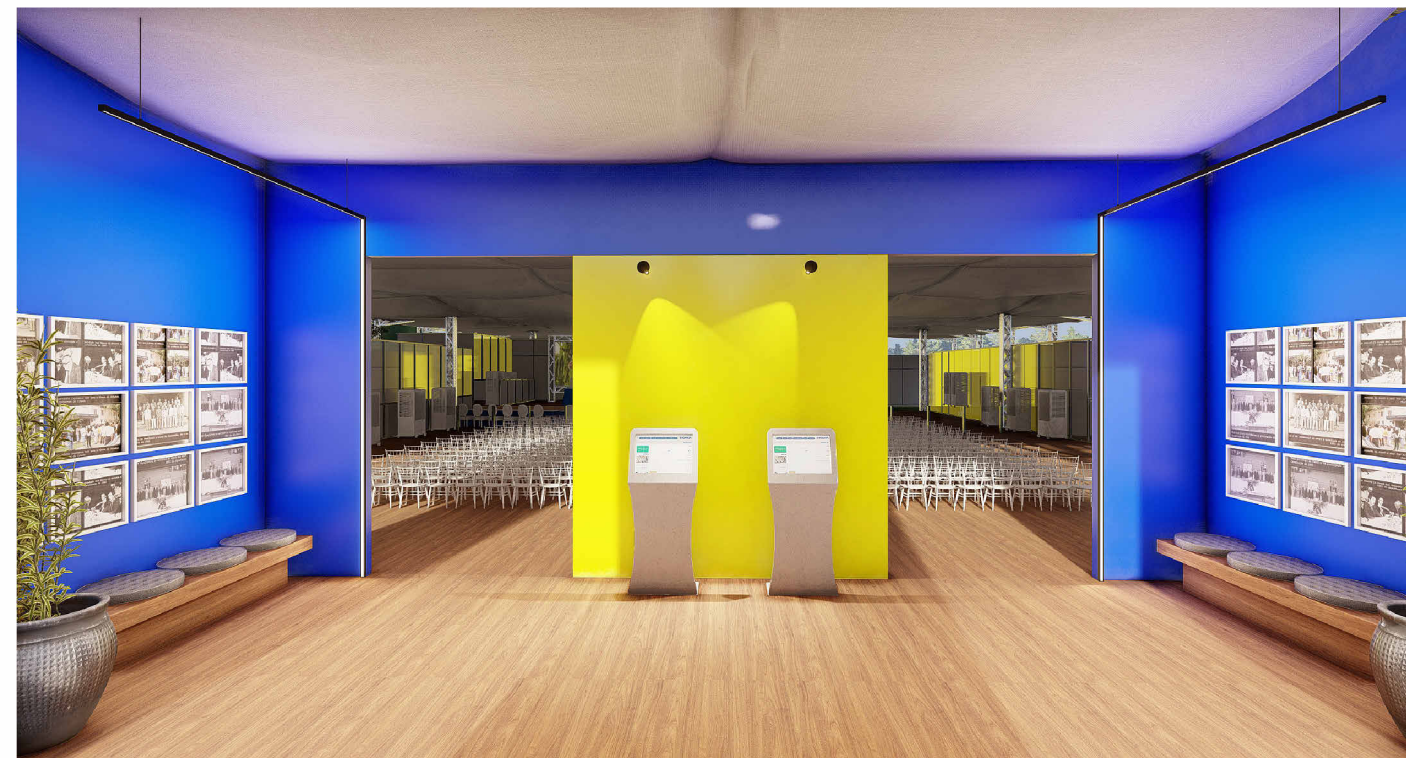


RECEPÇÃO




SALA DE REUNIÃO




SALA DE CONVIVÊNCIA

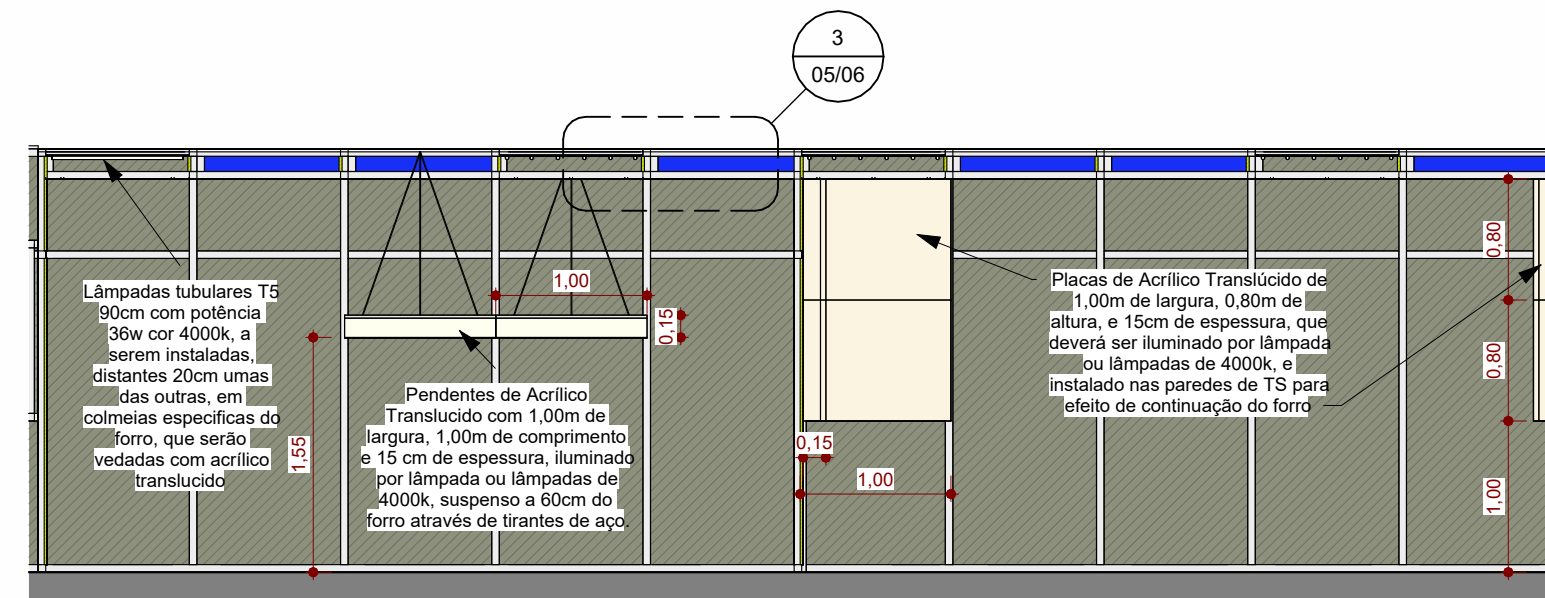

2 **Corte 1-1**
ESCALA - 1 : 50

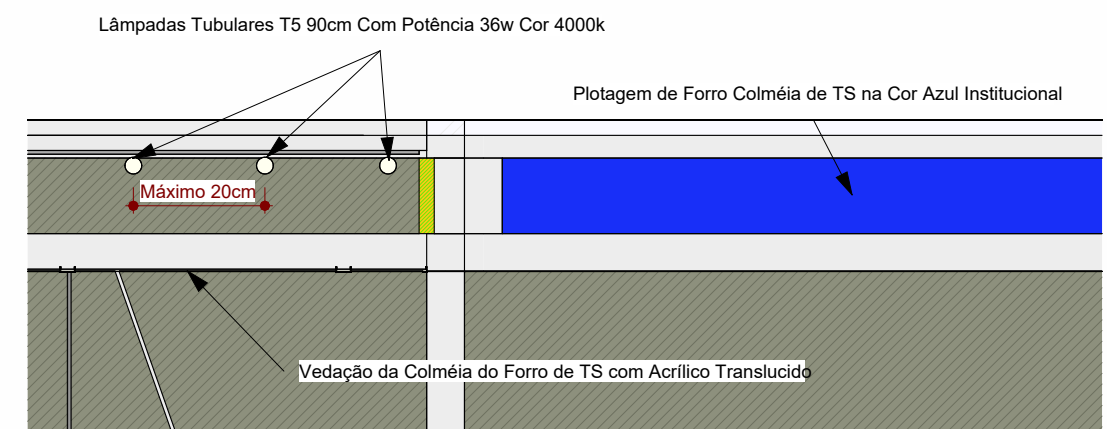

3 **Corte 1-1 - Chamada de detalhe 1**
ESCALA - 1 : 10

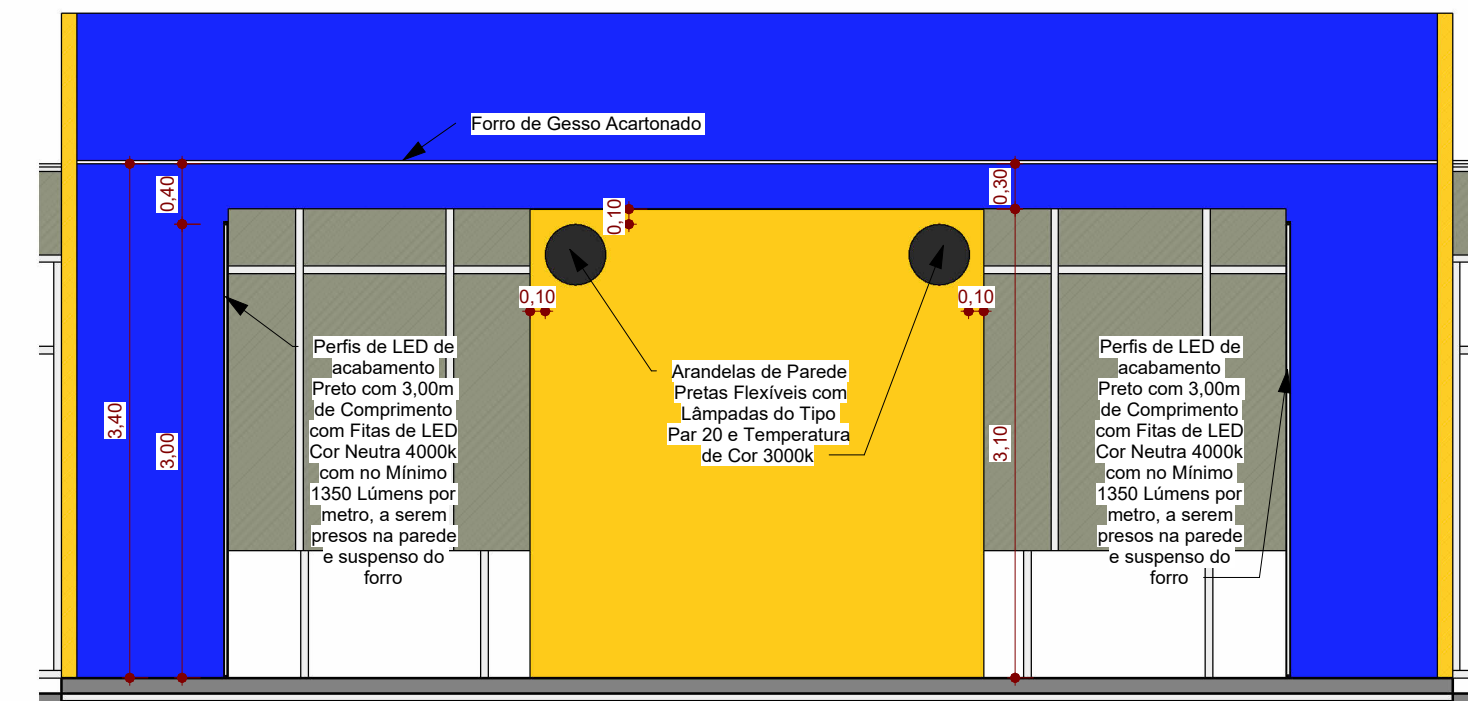

4 **Corte 2-2**
ESCALA - 1 : 50

Quadro de Luminárias					
Código de montagem	Modelo	Watts	Temperatura da cor inicial	Corrente luminosa	QT
L01	Arandela de Parede Preta Flexível com Lâmpada do Tipo PAR 20	60 W	3000 K	855 lm	4
L02	Perfil de LED de Acabamento Preto com Fita LED Cor Neutra - 2,5 metros	9 W	4000 K	1350 lm	2
L03	Perfil de LED de Acabamento Preto com Fita LED Cor Neutra - 3 metros	9 W	4000 K	1350 lm	2
L04	Colméia de Forro TS com Lâmpadas Tubulares T5 90cm	48 W	4000 K	7130 lm	60
L05	Placa de Acrílico Translúcida	60 W	4000 K	855 lm	8
L06	Pendente de Acrílico Translúcido	77 W	4000 K	11400 lm	4
L07	Placa de Led Sobrepor Quadrada	24 W	6000 K	3565 lm	2
L08	Placa de Led Sobrepor Quadrada	18 W	6000 K	2674 lm	1
L09	Placa de Led Sobrepor Quadrada	12 W	6000 K	1783 lm	2
L10	Placa de Led Sobrepor Quadrada	24 W	4000 K	3565 lm	17
L11	Plafon Sobrepor Com Lâmpada Bulbo E-27	9 W	4000 K	1380 lm	8
L12	Lâmpada Bulbo E-27	30 W	4000 K	4456 lm	70

ASSEMBLEIA LEGISLATIVA DO ESTADO DE RONDÔNIA
Endereço: Av. Farquar, 2562, Olaria, CEP 76.801-466, Porto Velho / RO

SECRETARIA DE ENGENHARIA E ARQUITETURA


Título do projeto:
12ª Rondônia Rural Show Internacional

Título do desenho:
Projeto de Forro e Iluminação

Endereço da Obra:
Centro Tecnológico Vandeci Rack, Ji-Paraná/RO


Projeto:	Folha:	Data do Projeto:	Escala:	Prancha:
ARQUITETÔNICO	A1	MAR/2025	INDICADAS	05/06

Diego Chagas Machado - Autor do Projeto Analista Legislativo - Arquitetura CAU Nº A117591-2	Rodrigo Assis da Silva Secretário de Engenharia e Arquitetura CREA Nº 9323/D-MT
Arildo Lopes da Silva Secretário Geral	Alex Redano Presidente da Ala/RO

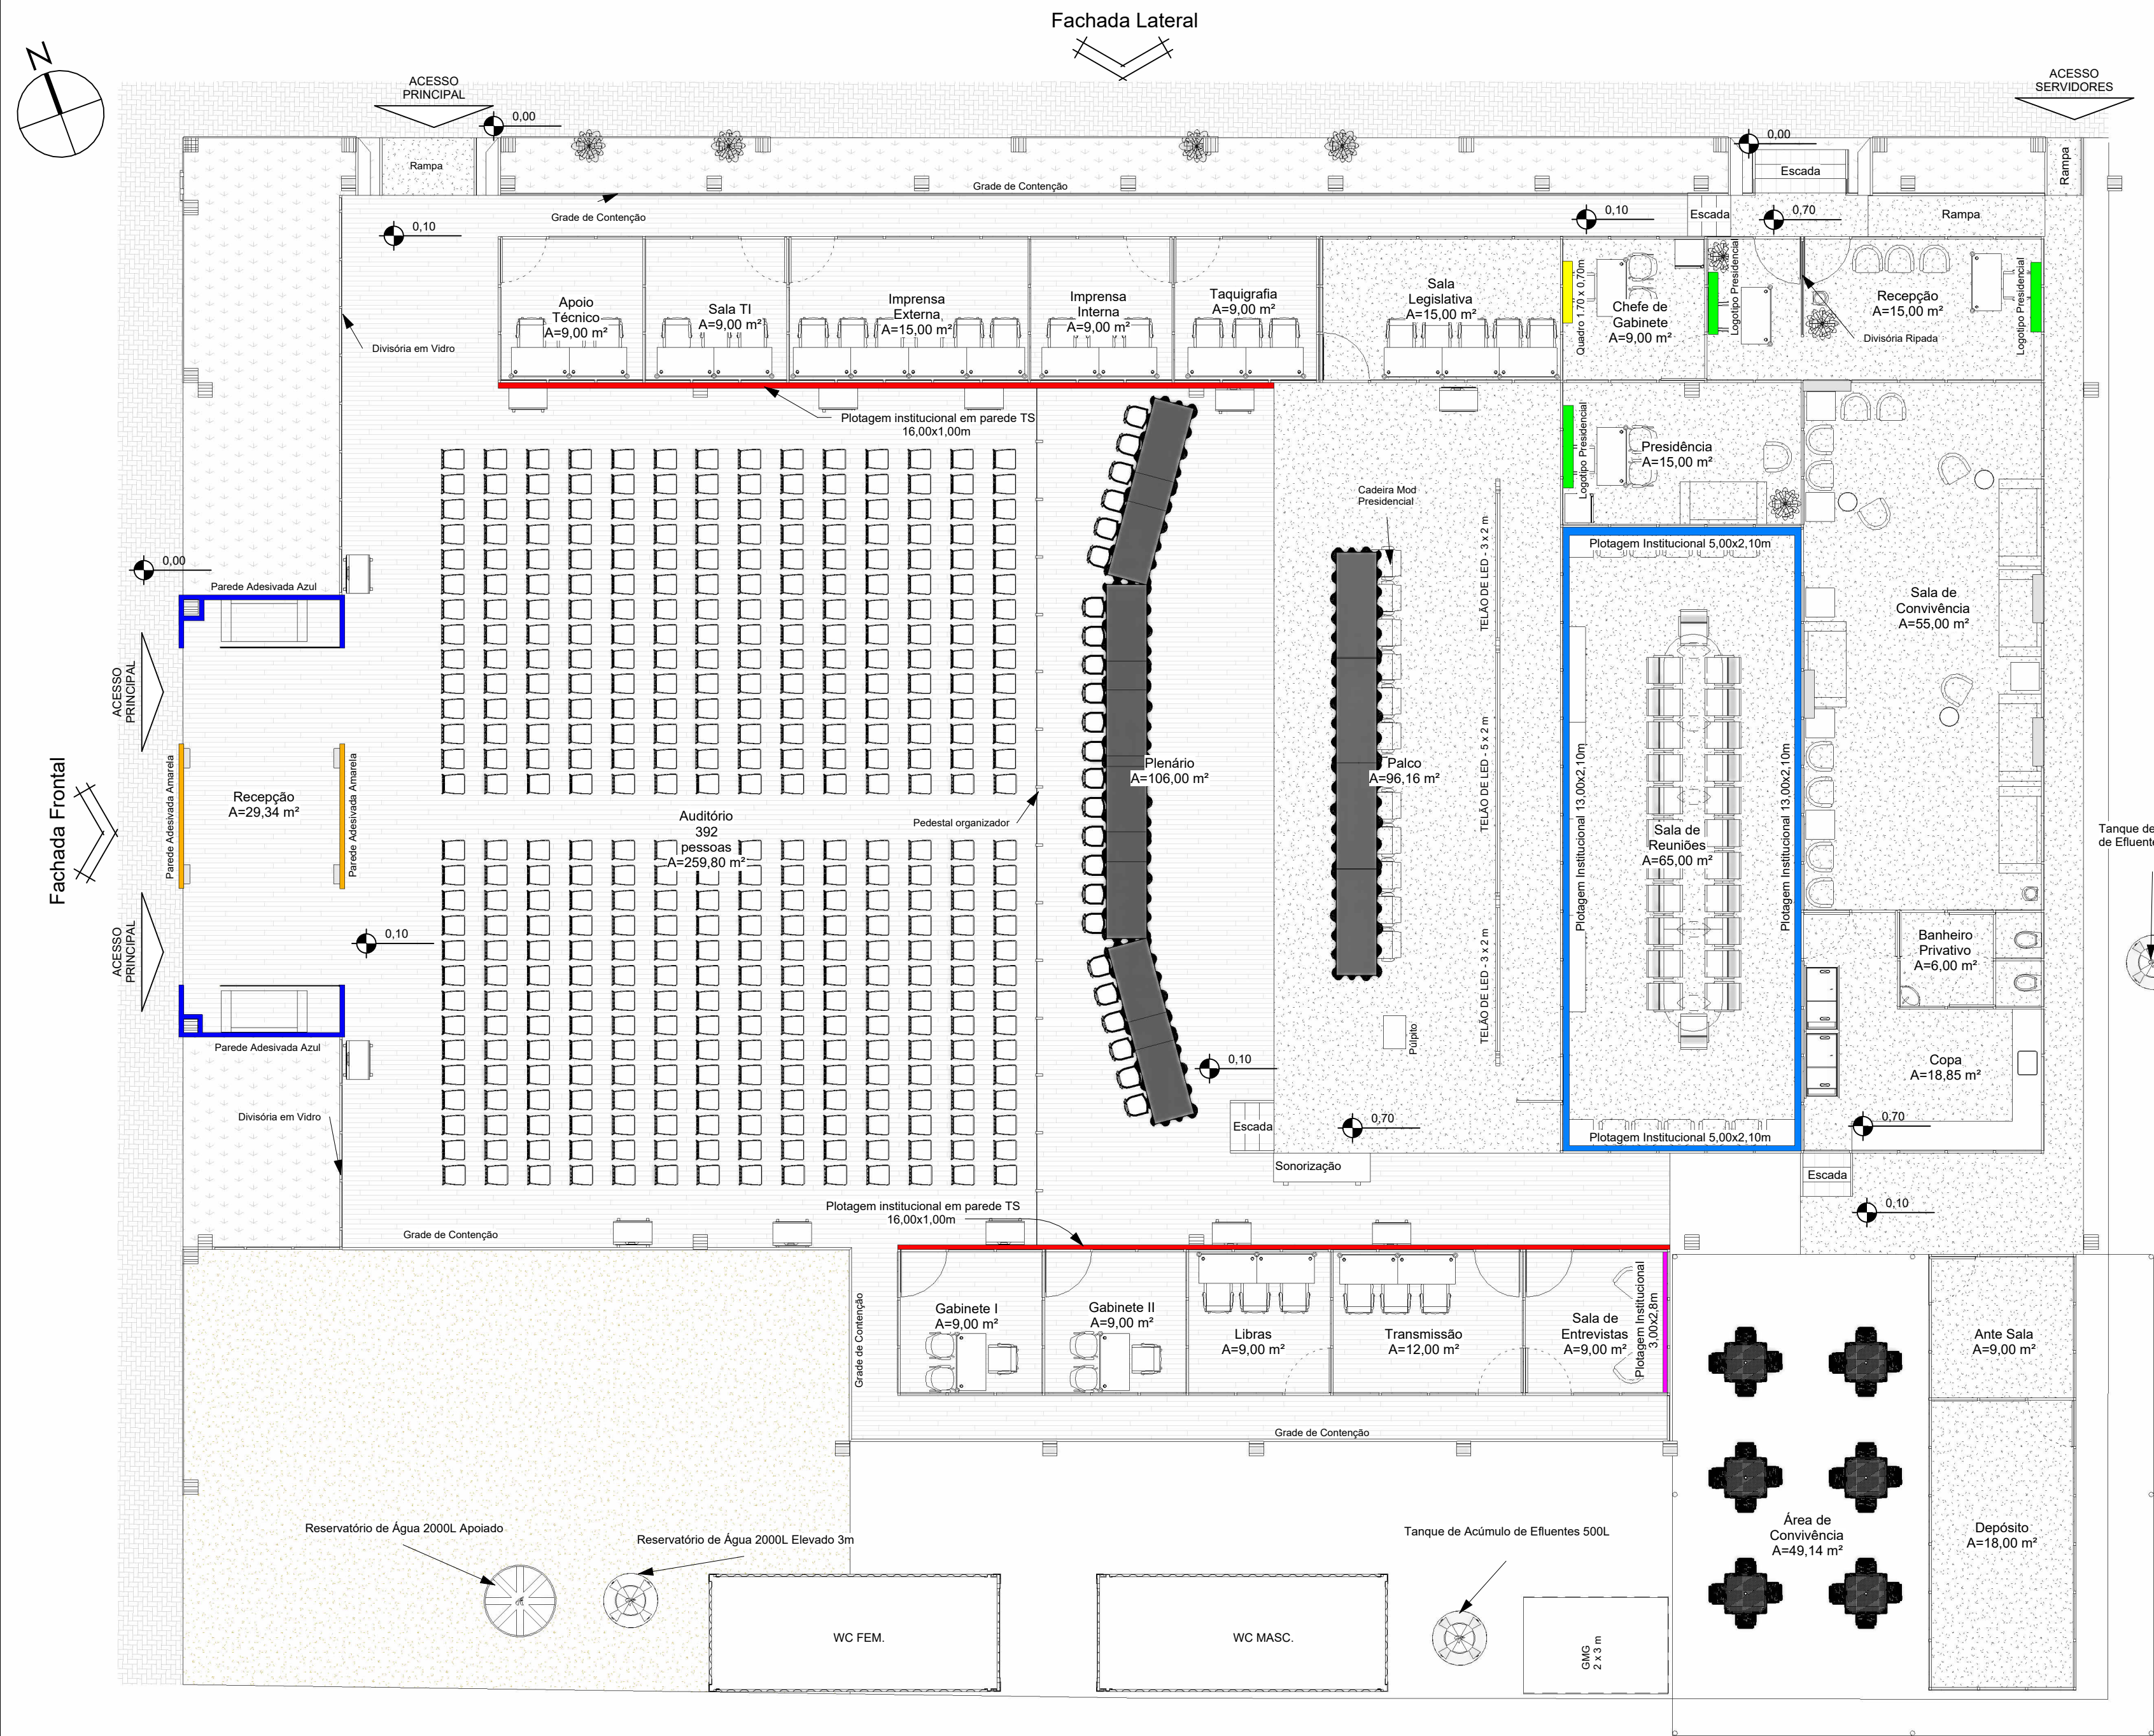

1 **Planta Publicitária**
ESCALA - 1 : 100



Parede adesivada em todos os lados nas cores azul e amarela conforme ilustrações

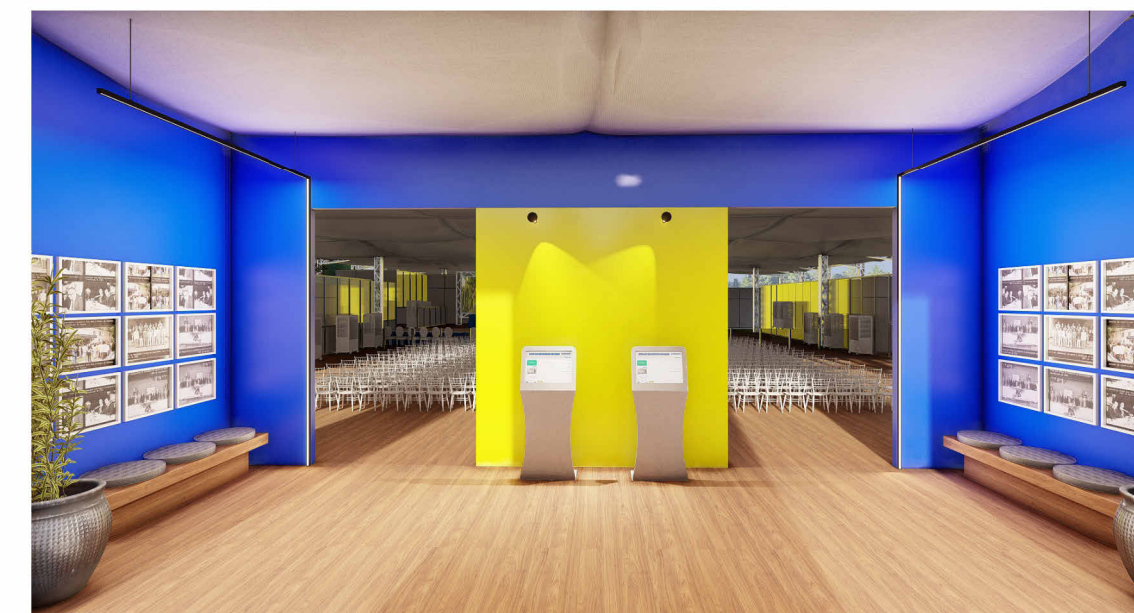

Plotagem institucional na parte inferior do TS de vidro, altura aproximada de 1,00m




Letreiros iluminados com a logotipo presidencial com no mínimo 1,00m de largura

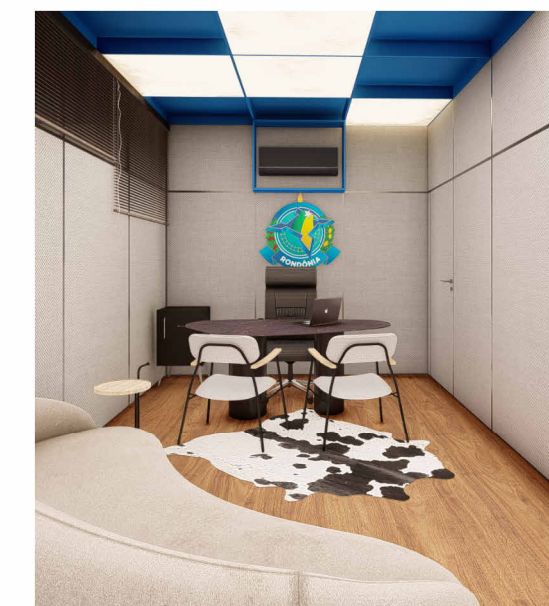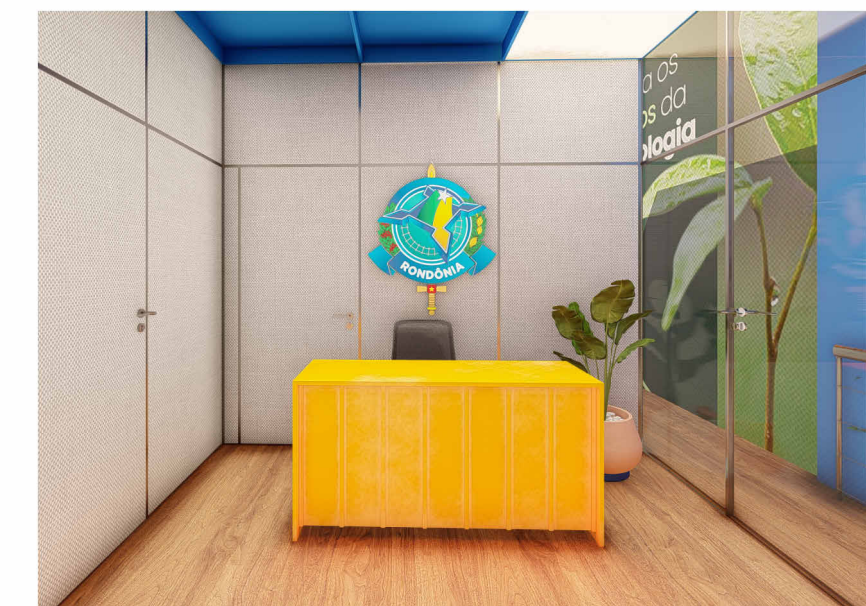

Quadro Medindo 1,50 x 0,70m

Plotagem na divisória de TS predominante na cor azul até a penúltima travessa dos montantes com altura aproximada de 2,10m

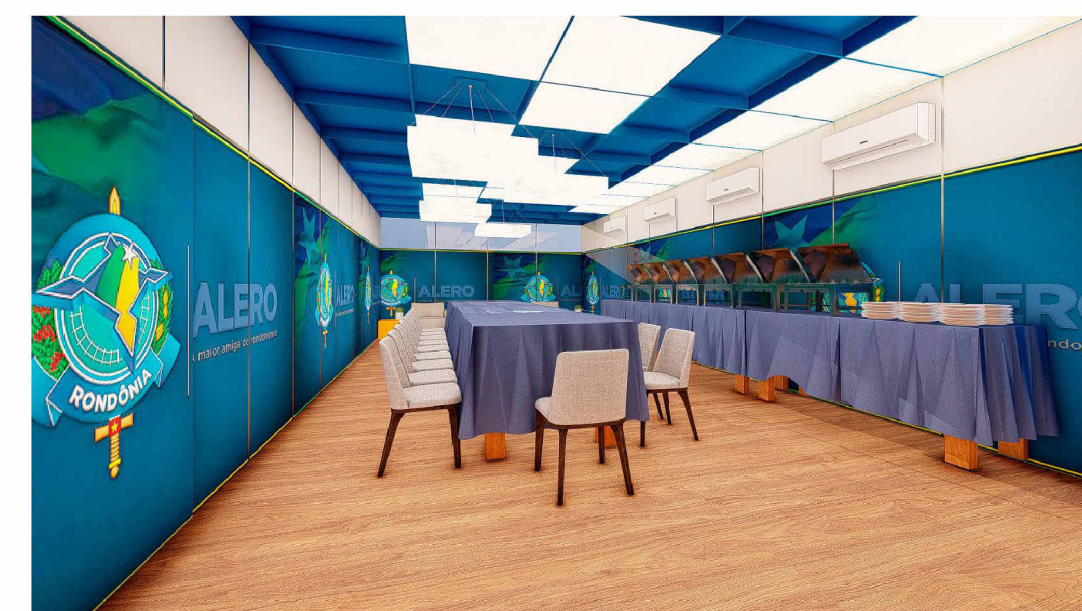

ASSEMBLEIA LEGISLATIVA DO ESTADO DE RONDÔNIA

Endereço: Av. Farquar, 2562, Olaria, CEP 76.801-466, Porto Velho / RO

SECRETARIA DE ENGENHARIA E ARQUITETURA

Título do projeto: **12ª Rondônia Rural Show Internacional**

Título do desenho: **Planta Publicitária**

Endereço da Obra: **Centro Tecnológico Vandeci Rack, Ji-Paraná/RO**


Projeto: **ARQUITETÔNICO** Folha: **A1** Data do Projeto: **MAR/2025** Escala: **1 : 100** Prancha: **01/01**

Diego Chagas Machado - Autor do Projeto
Analista Legislativo - Arquitetura
CAU Nº A117591-2



Rodrigo Assis da Silva
Secretário de Engenharia e Arquitetura
CREA Nº 9323/D-MT

Arildo Lopes da Silva
Secretário Geral

Alex Redano
Presidente da Ala/RO

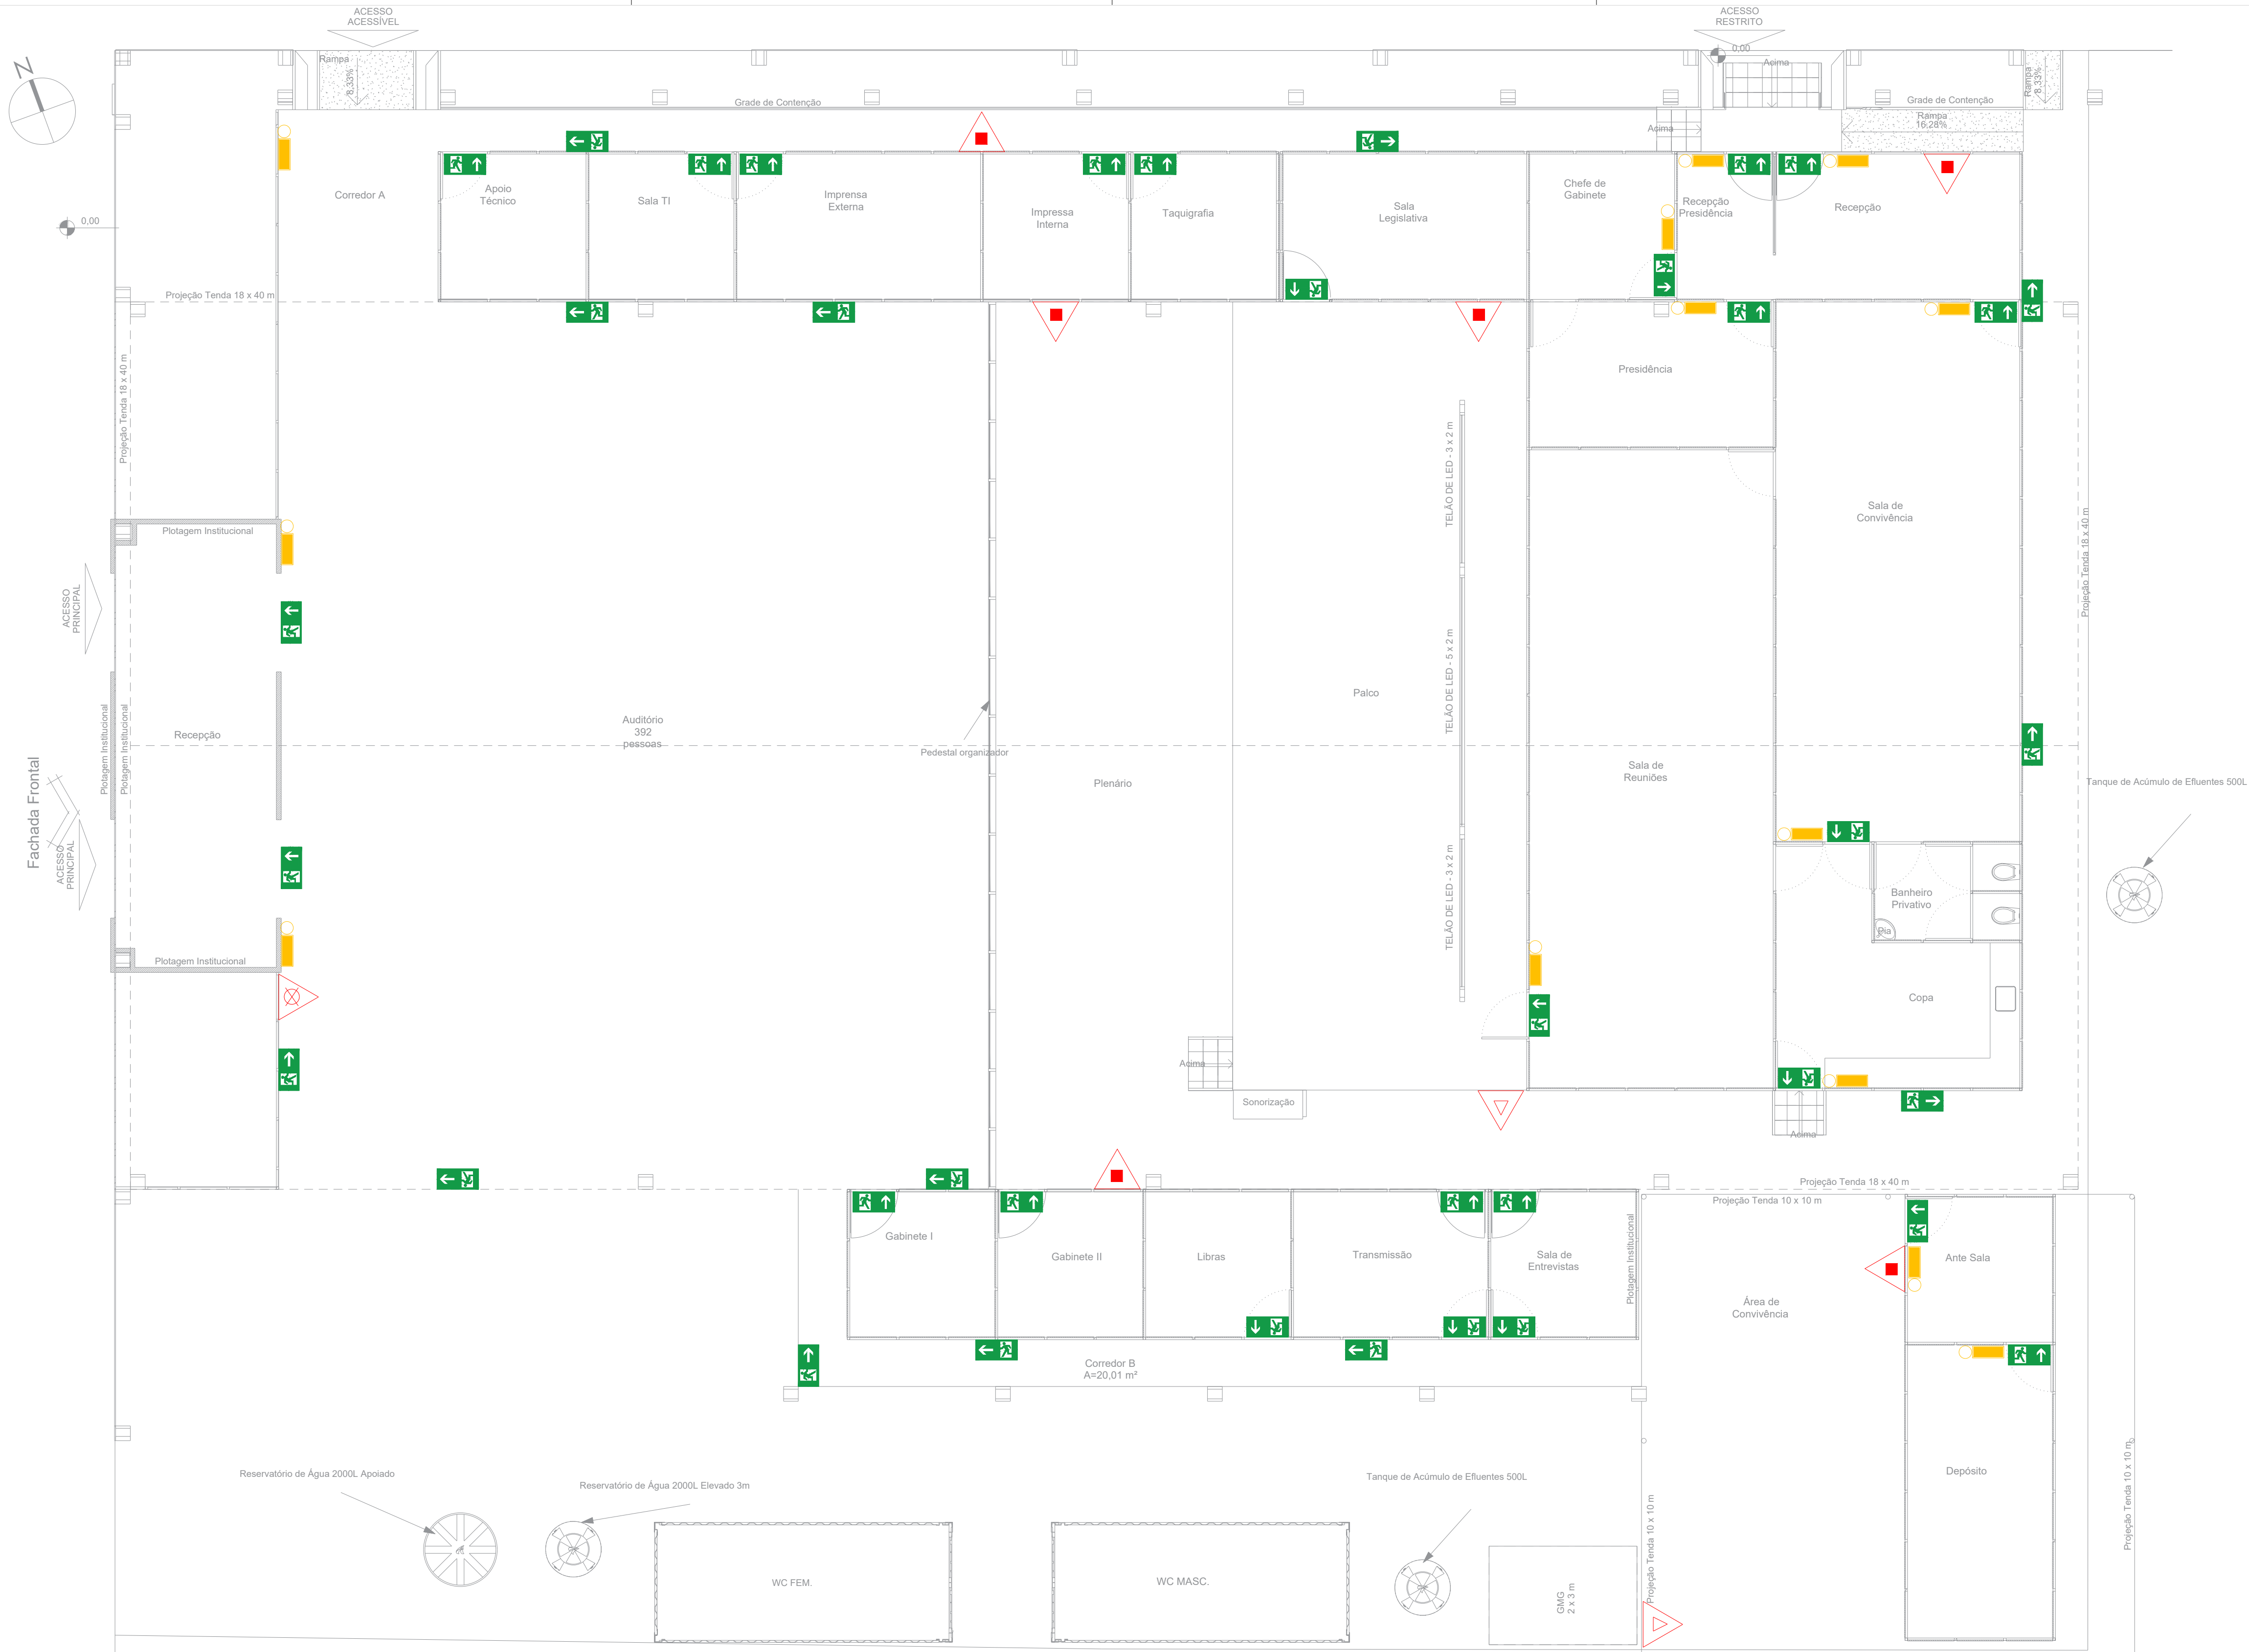

SÍMBOLO	DENOMINAÇÃO	QUANTIDADE
	- PONTO DE ILUMINAÇÃO DE EMERGÊNCIA Localizado na parede	13 UND
	- EXTINTOR PORTÁTIL DE ÁGUA PRESSURIZADA	01 UND
	- EXTINTOR PORTÁTIL CO ₂	02 UND
	- EXTINTOR PÓ QUÍMICO	-----
	- EXTINTOR ABC	06 UND
	- PLACA FOTOLUMINESCENTE DE INDICAÇÃO DE SAÍDA	25 UND
		08 UND
		05 UND

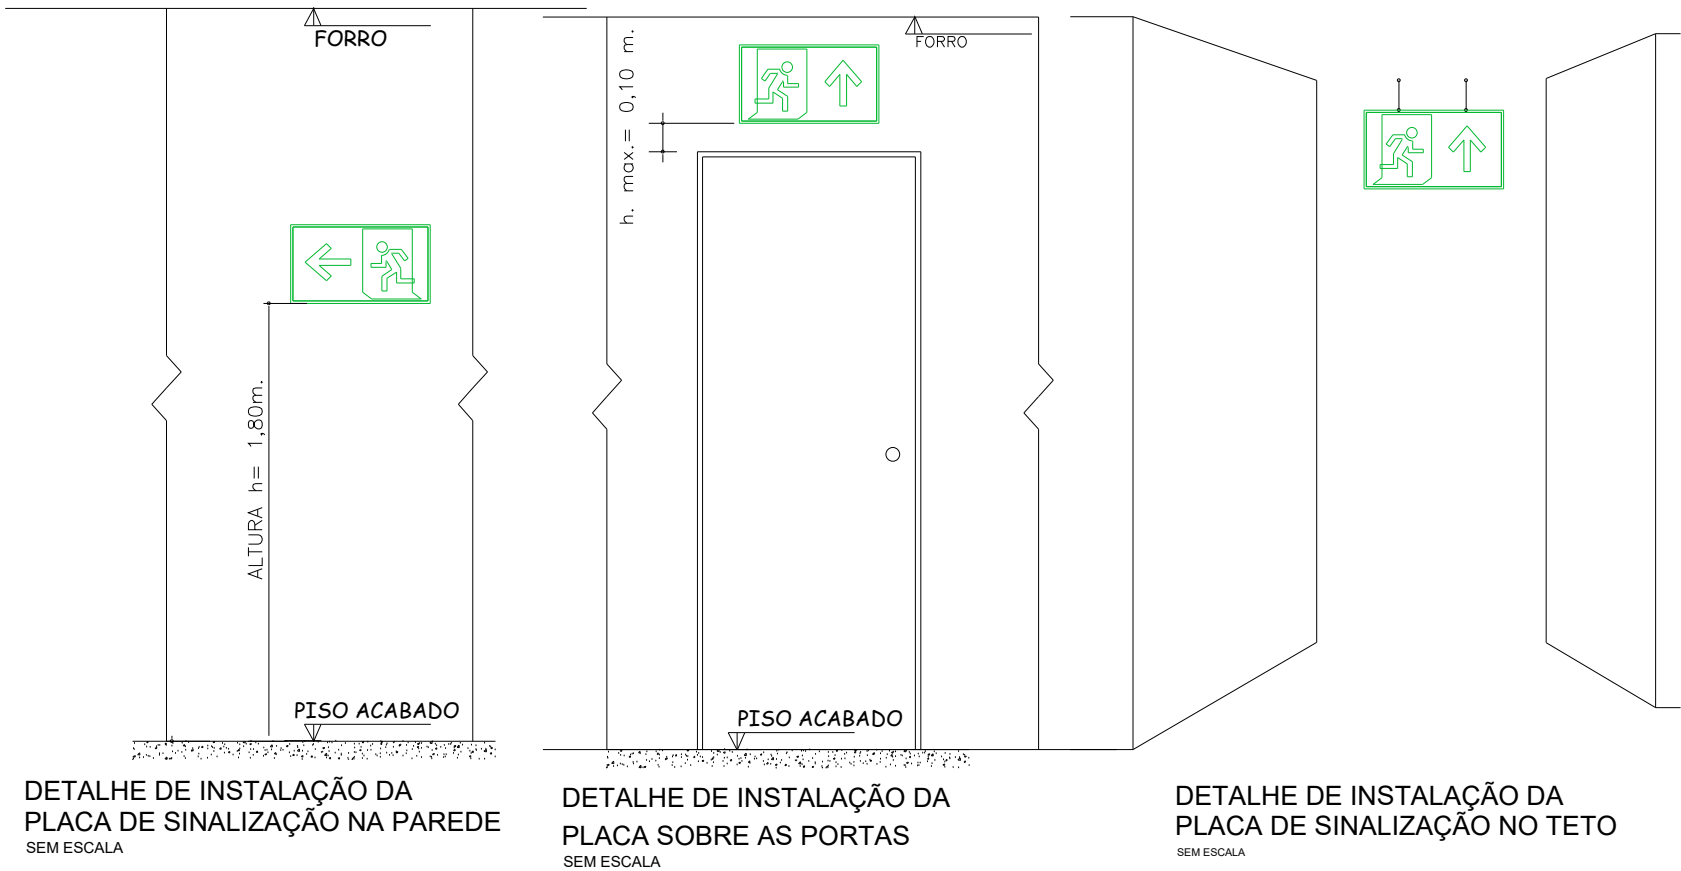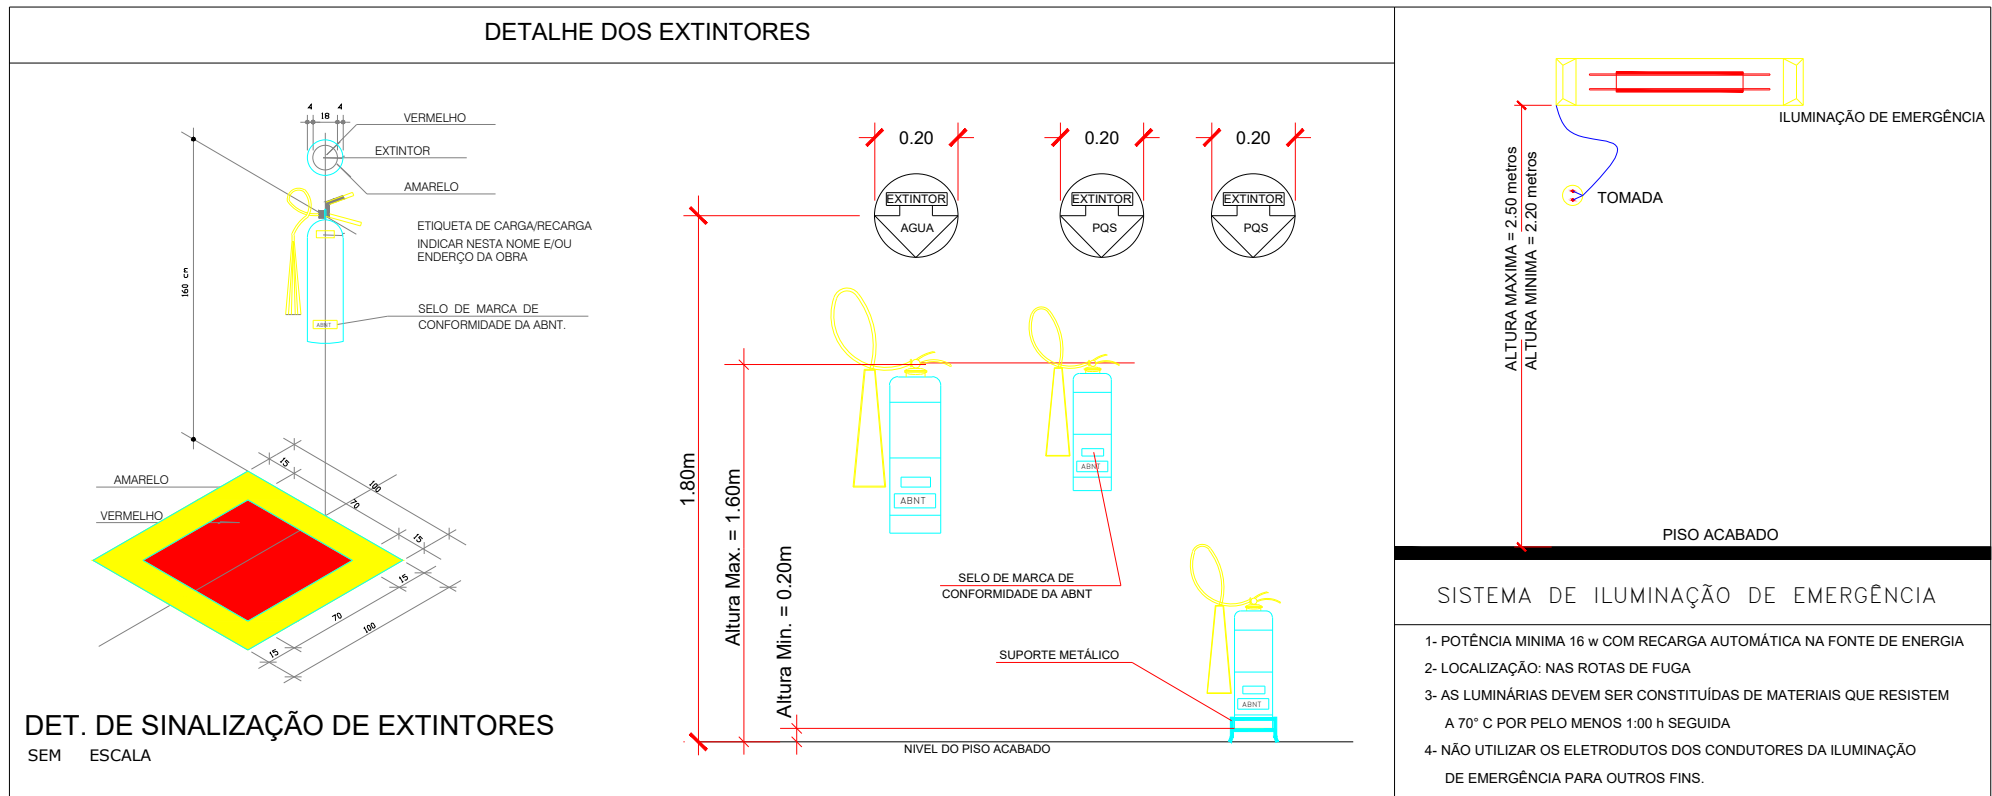



ASSEMBLEIA LEGISLATIVA DO ESTADO DE RONDÔNIA

Endereço: Av. Farquar, 2562, Olaria, CEP 76.801-466, Porto Velho / RO

SECRETARIA DE ENGENHARIA E ARQUITETURA

Título do projeto: **12ª RONDÔNIA RURAL SHOW INTERNACIONAL**

Título do desenho: **PCI - PROJETO DE COMBATE A INCÊNDIO**

Endereço da Obra: **Centro Tecnológico Vandeci Rack, Ji-Paraná/R**


Projeto:	Folha:	Data do Projeto:	Escala:	Prancha:
COMPLEMENTAR	A1	JAN/2025	1/75	01/01

Michelle Danielle Lannanova - Autora do Projeto
Analista Legislativo em Engenharia de Segurança do Trabalho

André Luiz Gurgel do Amaral
Secretário de Engenharia e Arquitetura
CREA Nº 4390/D-RO

Arildo Lopes da Silva
Secretário Geral

Alex Redano
Presidente da Ale/RO

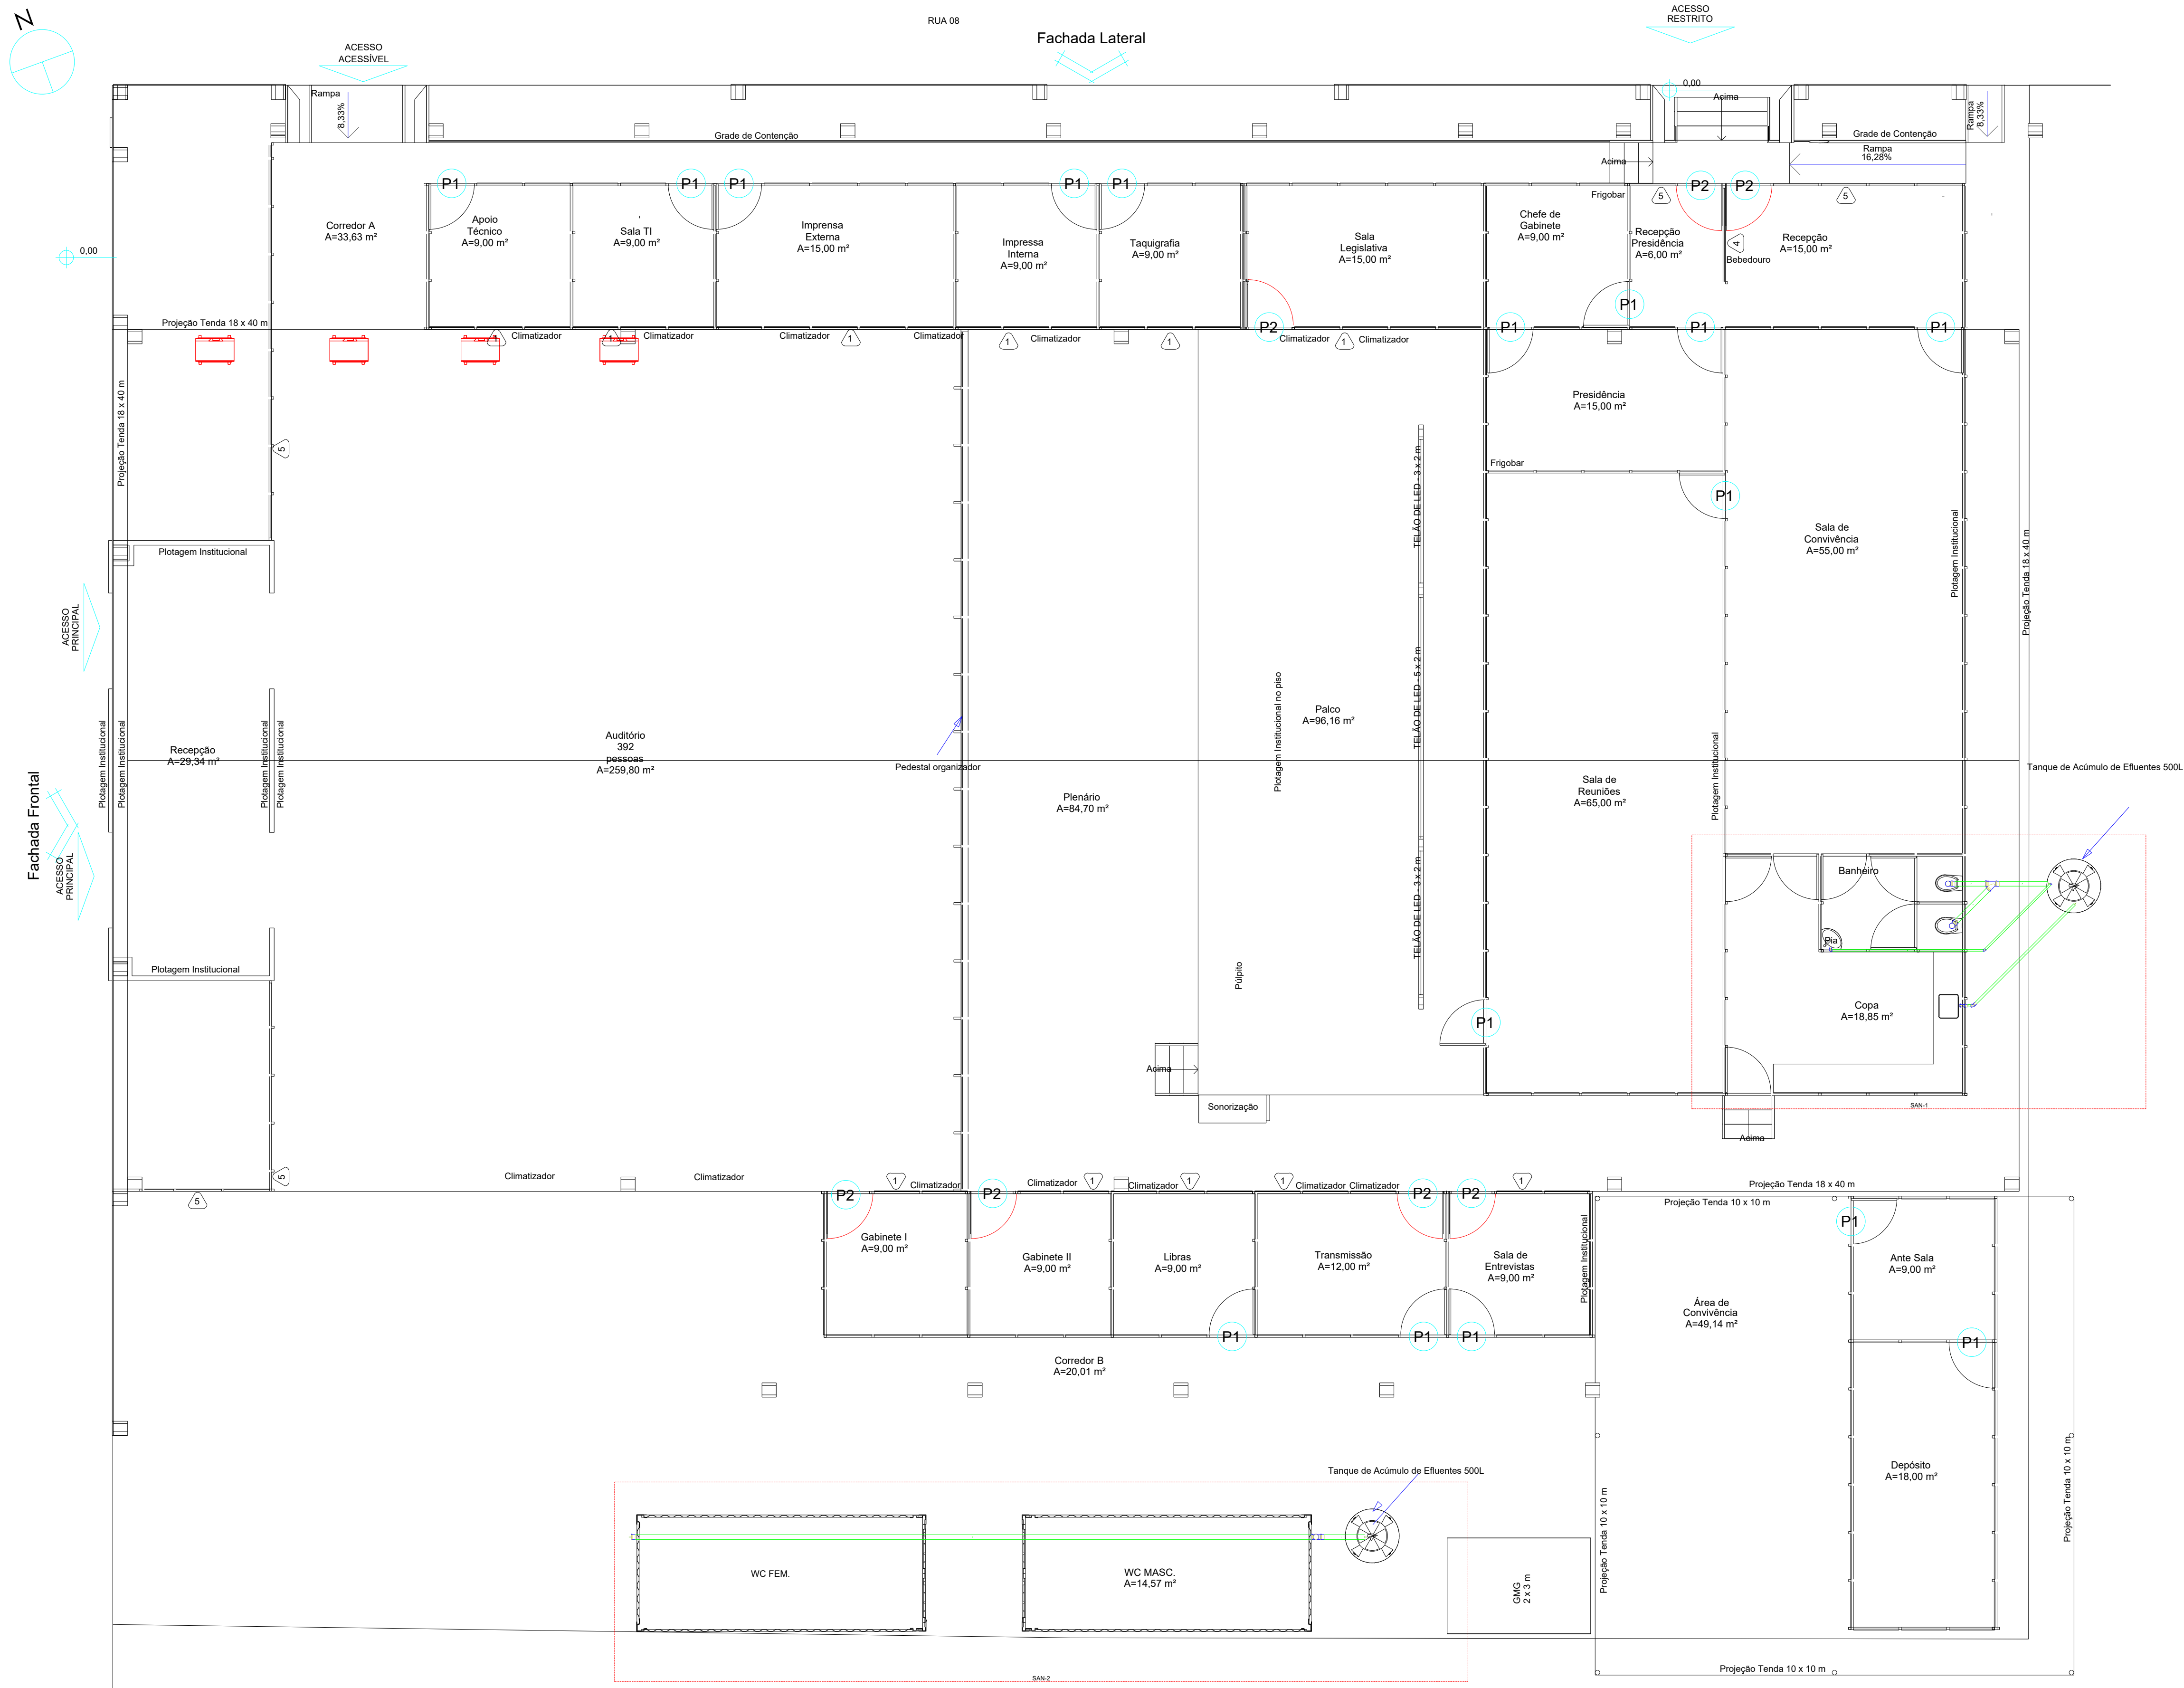

Lista de materiais - Pavimento		
Esgoto		
PVC Acessórios		
Sifão de copo p/ pia e lavatório	1"	1 pç
1" - 1 1/2"		1 pç
1" - 2"		1 pç
Válvula p/ lavatório e tanque	1"	1 pç
Válvula p/ pia	1"	1 pç
PVC Esgoto		
Anel de borracha		
100mm - 4"	8 pç	
50mm - 2"	4 pç	
CAP bolsa lisa		
40 mm	1 pç	
Curva 90 curta		
40 mm	1 pç	
Joelho 45		
40 mm	1 pç	
50 mm	1 pç	
Joelho 90		
100 mm	2 pç	
50 mm	2 pç	
Joelho 90 c/anel p/ esgoto secundário		
40 mm - 1 1/2"	1 pç	
Junção simples		
100 mm - 100 mm	1 pç	
Luva simples		
100 mm	2 pç	
50 mm	2 pç	
Tubo PVC ponta-bolsa c/ virola		
100 mm - 4"	16.31 m	
Tubo rígido c/ ponta lisa		
100 mm - 4"	1.82 m	
40 mm	5.77 m	
50 mm - 2"	3.78 m	
Tê sanitário		
100 mm - 100 mm	1 pç	
Vedação p/ saída de vaso sanitário		
100 mm	2 pç	

Legenda - Pavimento	
	CAP bolsa lisa
	Joelho 45
	Junção simples
	Lavatório de Uso Geral
	Pia de Cozinha Residencial com Sifão 50mm
	Te sanitário superior
	Vaso Sanitário c/ J90°



**ASSEMBLEIA LEGISLATIVA DO
ESTADO DE RONDÔNIA**
Endereço: Av. Farquar, 2562, Olaria, CEP 76.801-466, Porto Velho / RO

SECRETARIA DE ENGENHARIA E ARQUITETURA


Título do projeto:
12ª RONDÔNIA RURAL SHOW INTERNACIONAL

Título do desenho:
PLANTA BAIXA - ESGOTO SANITÁRIO

Endereço da Obra:
Centro Tecnológico Vandeci Rack, Ji-Paraná/R

Projeto:	Folha:	Data do Projeto:	Escala:	Prancha:
COMPLEMENTAR	A1	JAN/2025	1:75	01/04

Jefferson William Batista da Silva - Autor do Projeto Analista Legislativo - Engenharia Civil CREA Nº 7509/D-RO	André Luiz Gurgel do Amaral Secretário de Engenharia e Arquitetura CREA Nº 4390/D-RO
Arildo Lopes da Silva Secretário Geral	Alex Redano Presidente da Ale/RO

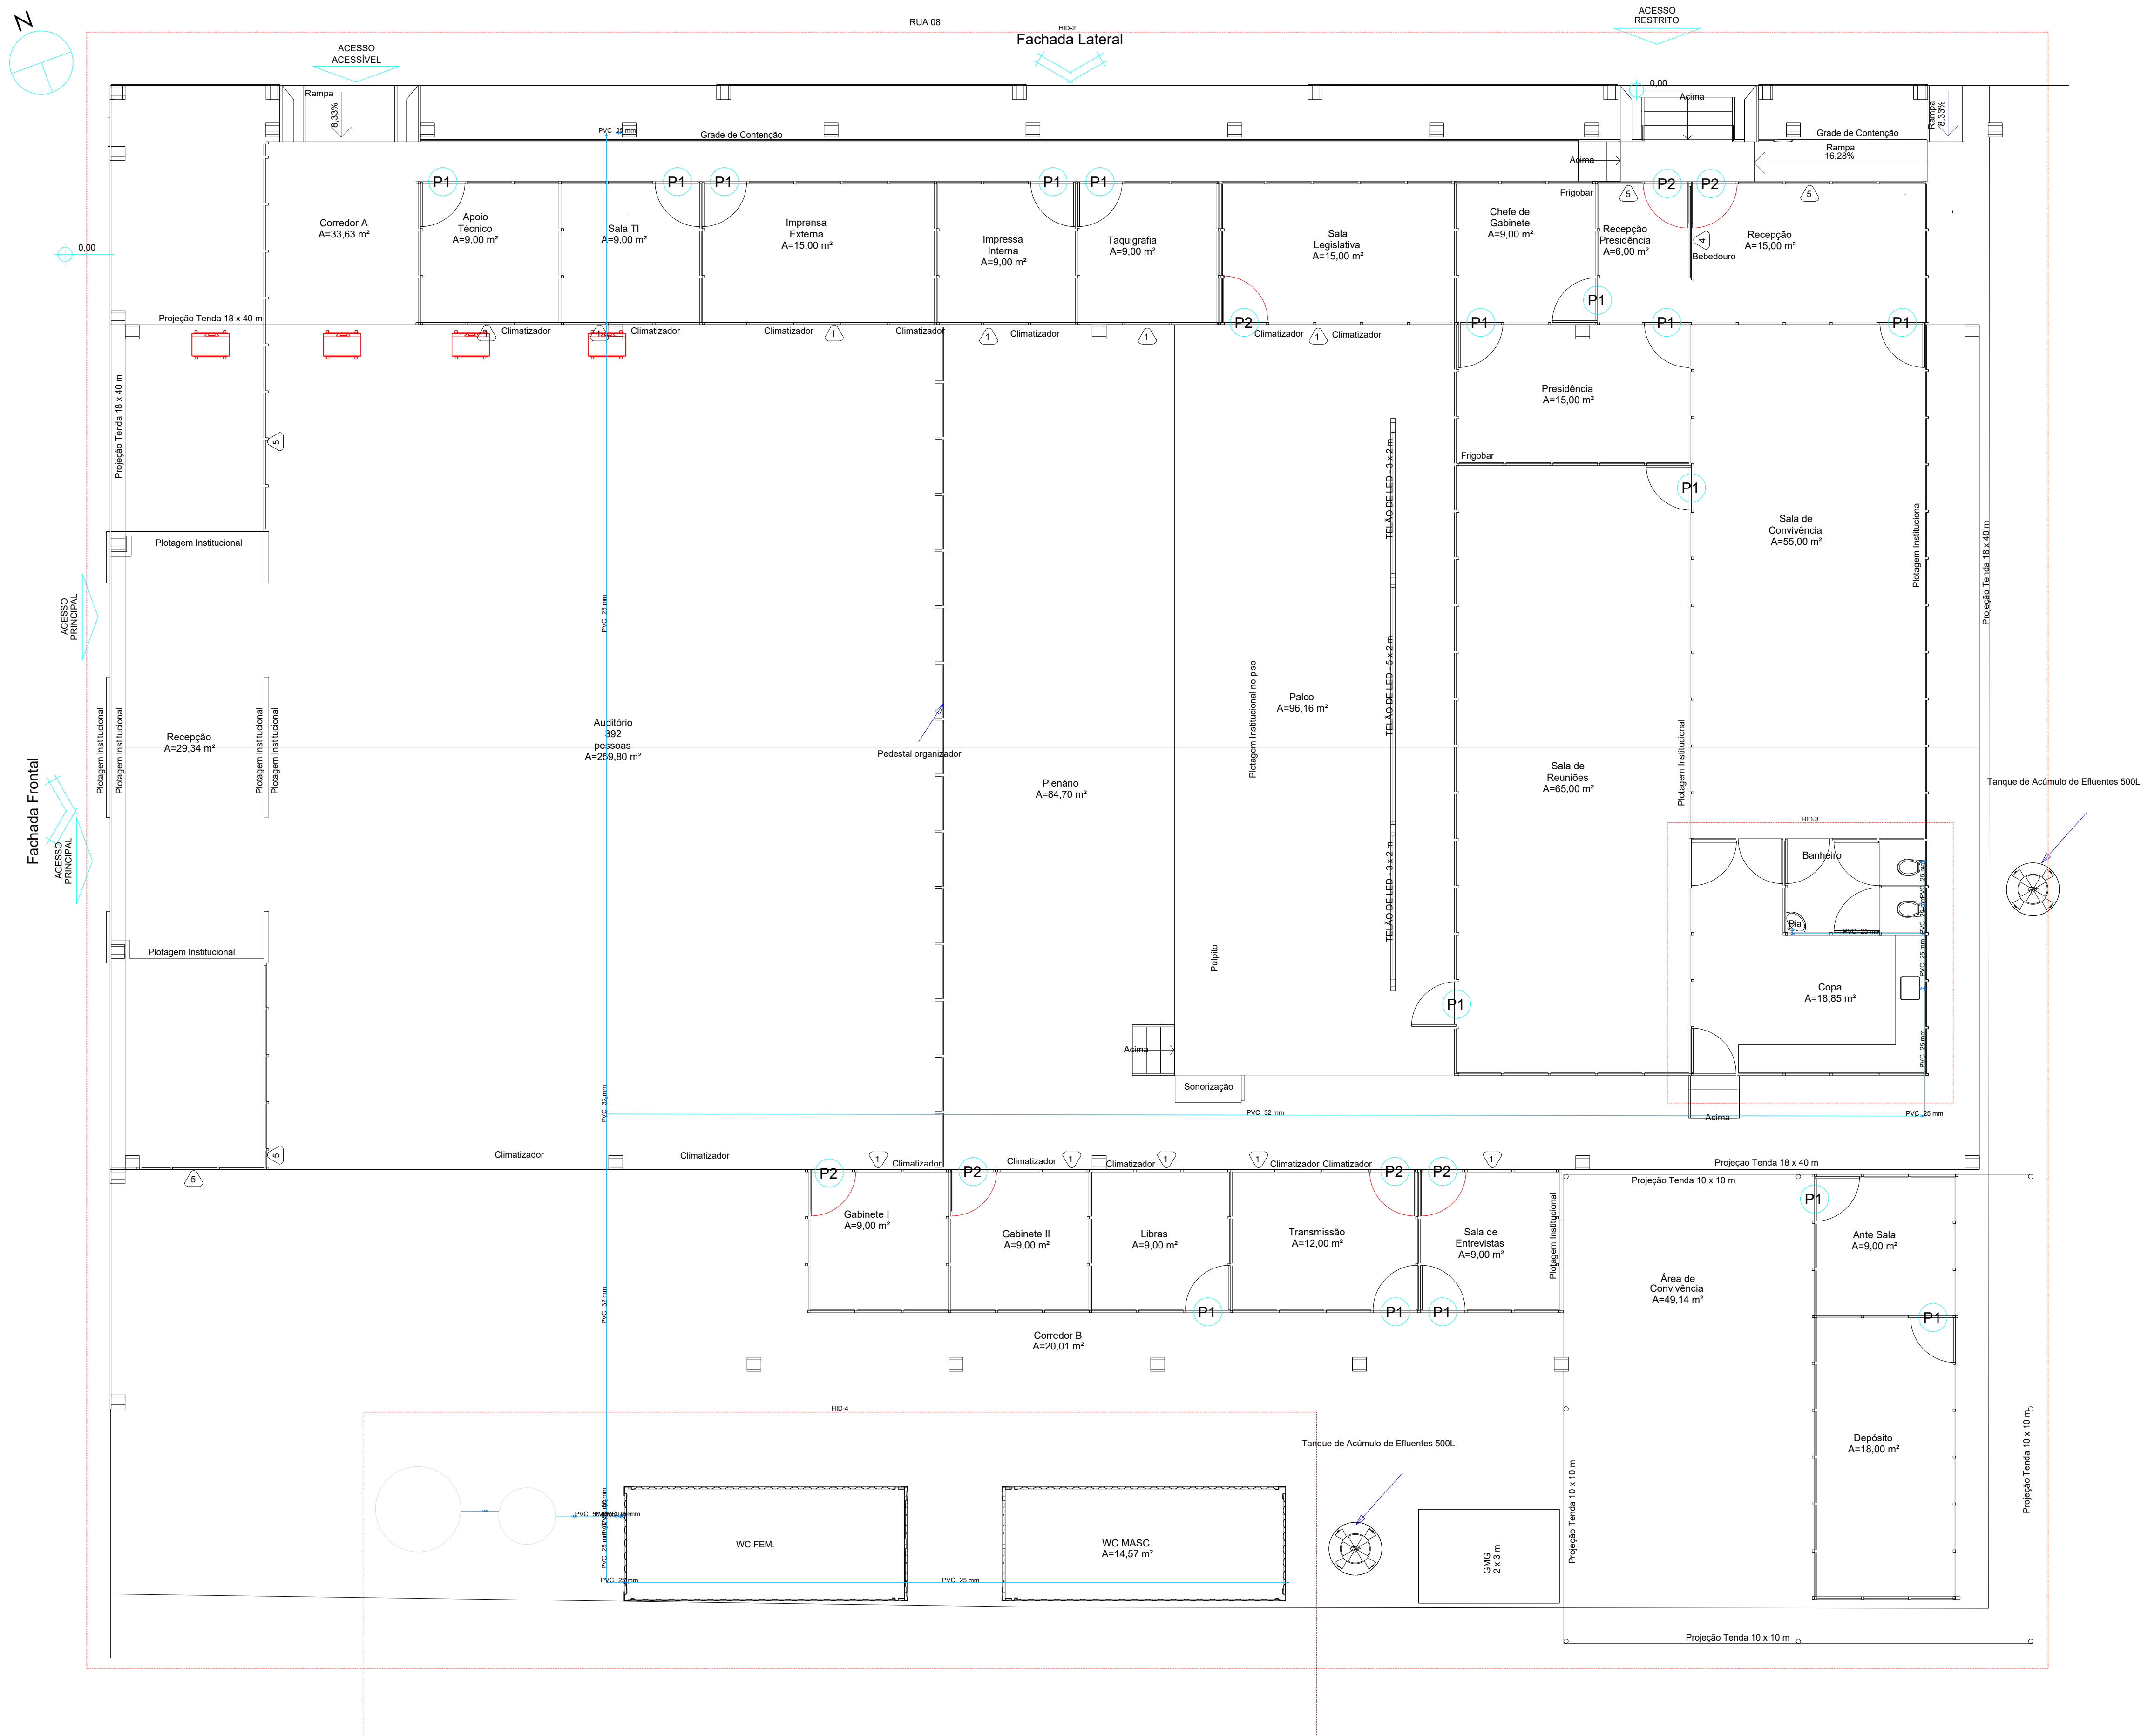

Lista de materiais - Pavimento		
Água fria		
Aparelho		
Torneira de Jardim	25 mm x 3/4"	2 pç
Torneira de Pia de Cozinha	25mm - 3/4"	1 pç
Torneira de lavatório	25 mm - 1/2"	1 pç
Vaso Sanitário c/ cx. acoplada	1/2"	2 pç
PVC Acessórios		
Engate flexível cobre cromado com canopla	1/2 - 30cm	2 pç
Engate flexível plástico	1/2 - 30cm	1 pç
PVC rígido soldável		
Bucha de redução sold. curta	32 mm - 25 mm	2 pç
Bucha de redução sold. longa	50 mm - 25 mm	2 pç
Cruzeta soldável	50 mm	1 pç
Joelho 90° soldável	25 mm	7 pç
Joelho 90° soldável	50 mm	4 pç
Luva soldável	32 mm	2 pç
Tubos	50 mm	3 pç
25 mm	48,74 m	
32 mm	36,46 m	
50 mm	10,18 m	
Tê 90 soldável	25 mm	4 pç
32 mm	1 pç	
PVC soldável azul c/ bucha latão		
Joelho 90° soldável com bucha de latão	25 mm - 3/4"	3 pç
Joelho de redução 90° soldável com bucha de latão	25 mm - 1/2"	3 pç
Reservatório cilíndrico		
Poliétileno	2000 L	1 pç
500 L	1 pç	

Legenda de conduits - Pavimento

Água fria



ASSEMBLEIA LEGISLATIVA DO ESTADO DE RONDÔNIA

Endereço: Av. Farquar, 2562, Olaria, CEP 76.801-466, Porto Velho / RO

SECRETARIA DE ENGENHARIA E ARQUITETURA

Título do projeto: 12ª RONDÔNIA RURAL SHOW INTERNACIONAL

Título do desenho: PLANTA BAIXA - ÁGUA FRIA

Endereço da Obra: Centro Tecnológico Vandeci Rack, Ji-Paraná/R


Projeto:	Folha:	Data do Projeto:	Escala:	Prancha:
COMPLEMENTAR	A1	JAN/2025	1:75	02/04

Jefferson William Batista da Silva - Autor do Projeto
Analista Legislativo - Engenharia Civil
CREA Nº 7509/D-RO

André Luiz Gurgel do Amaral
Secretário de Engenharia e Arquitetura
CREA Nº 4390/D-RO


Alex Redano
Secretário Geral

Alex Redano
Presidente da Aler/RO

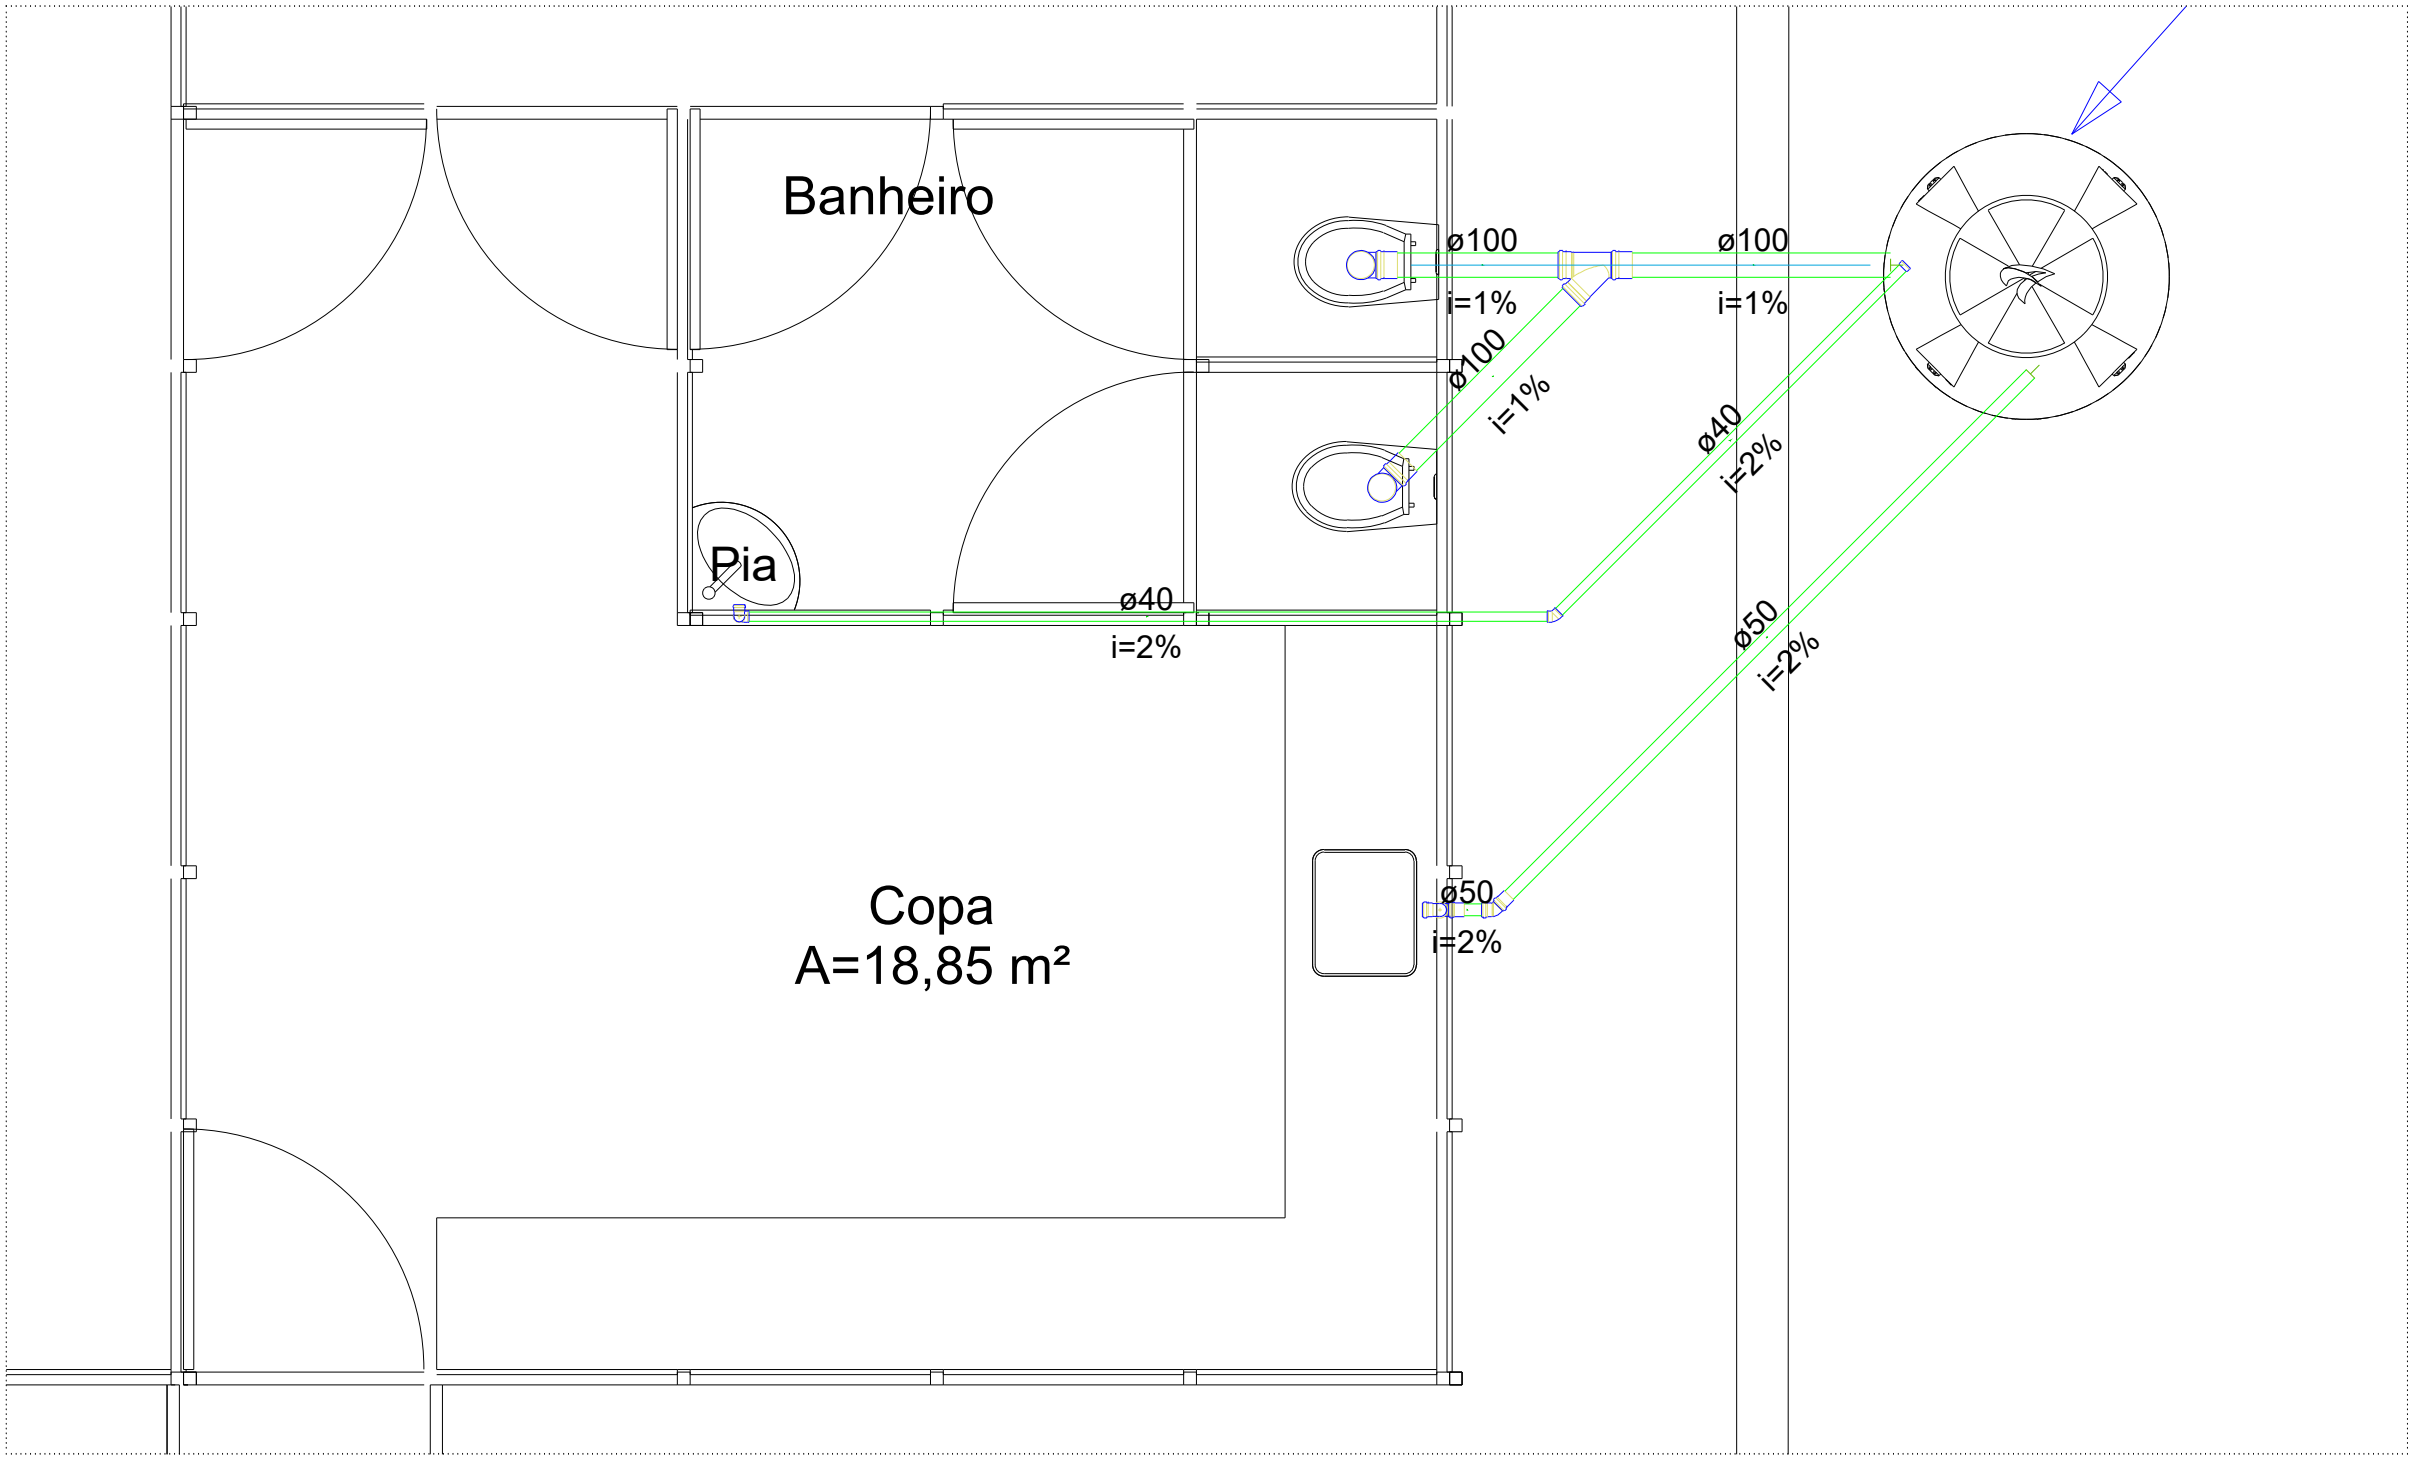

Legenda - Pavimento	
	CAP bolsa lisa
	Joelho 45
	Junção simples
	Lavatório de Uso Geral
	Pia de Cozinha Residencial com Sifão 50mm
	Vaso Sanitário c/ J90°

1 DETALHE 01-SAN-1
S/esc

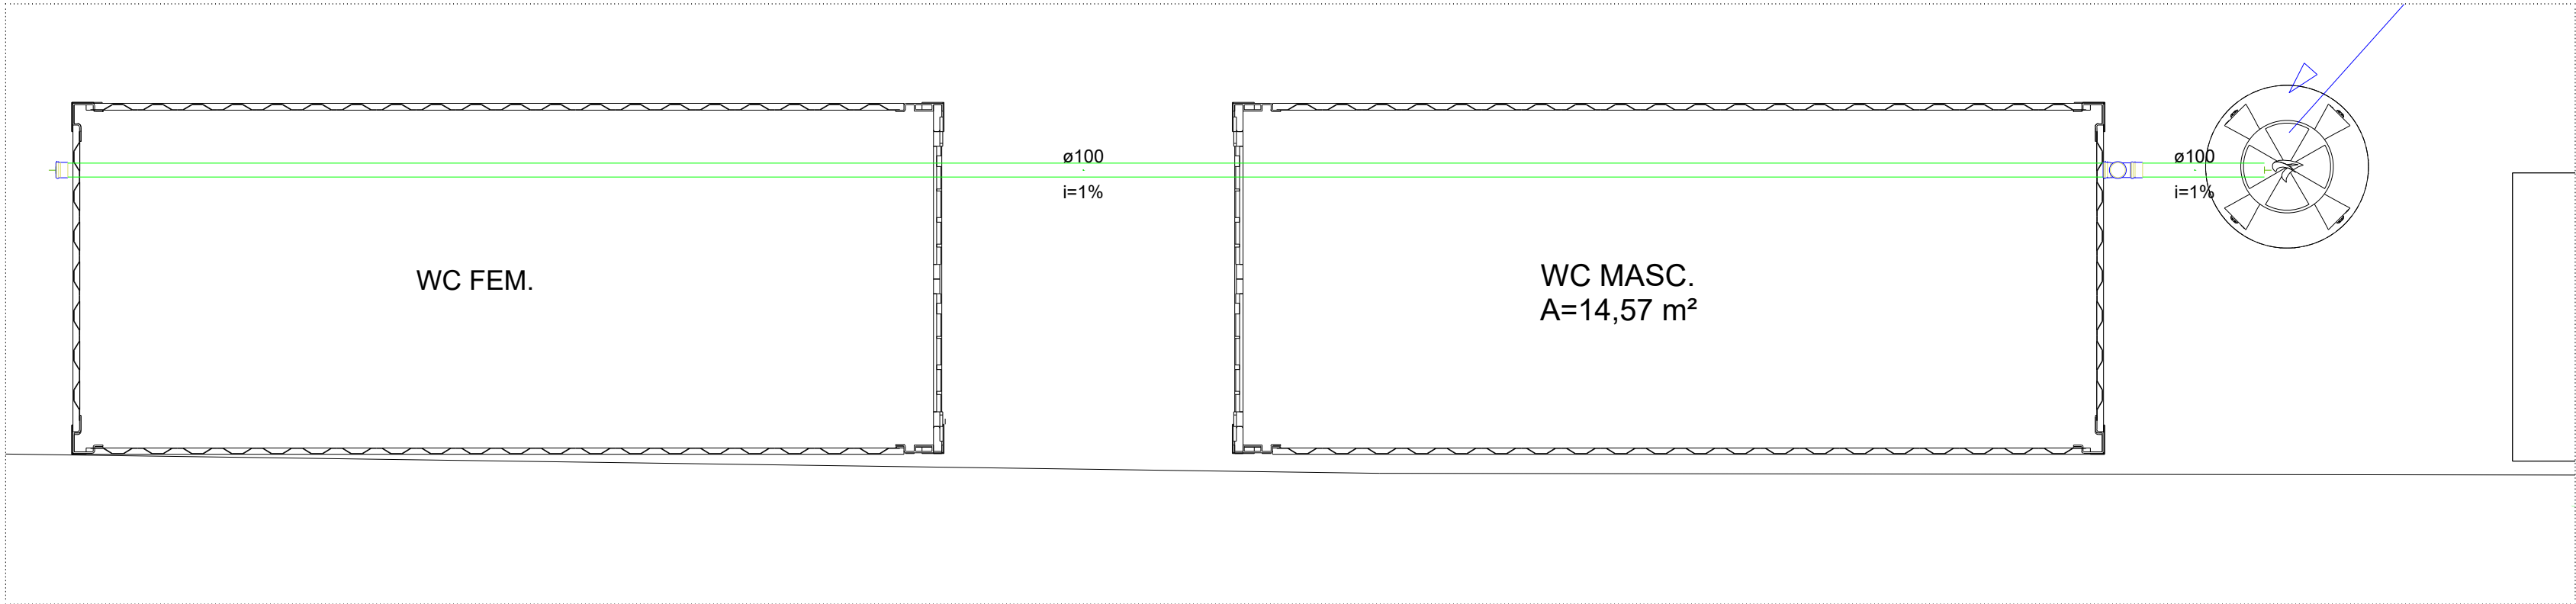

Legenda detalhada - Pavimento	
	Te sanitário- superior
	PVC Esgoto
	Anel de borracha 100mm - 4" 2pç
	Tê sanitário 100 mm - 100 mm 1pç

2 DETALHE 02-SAN-2
S/esc



**ASSEMBLEIA LEGISLATIVA DO
ESTADO DE RONDÔNIA**
Endereço: Av. Farquar, 2562, Olaria, CEP 76.801-466, Porto Velho / RO

SECRETARIA DE ENGENHARIA E ARQUITETURA

Título do projeto:
12ª RONDÔNIA RURAL SHOW INTERNACIONAL

Título do desenho:
DETALHES - ESGOTO SANITÁRIO

Endereço da Obra:
Centro Tecnológico Vandeci Rack, Ji-Paraná/R


Projeto:	Folha:	Data do Projeto:	Escala:	Prancha:
COMPLEMENTAR	A1	JAN/2025	INDICADA	04/04

Jefferson William Batista da Silva - Autor do Projeto
Analista Legislativo - Engenharia Civil
CREA Nº 7509/D-RO

André Luiz Gurgel do Amaral
Secretário de Engenharia e Arquitetura
CREA Nº 4390/D-RO

Arildo Lopes da Silva
Secretário Geral

Alex Redano
Presidente da Ale/RO

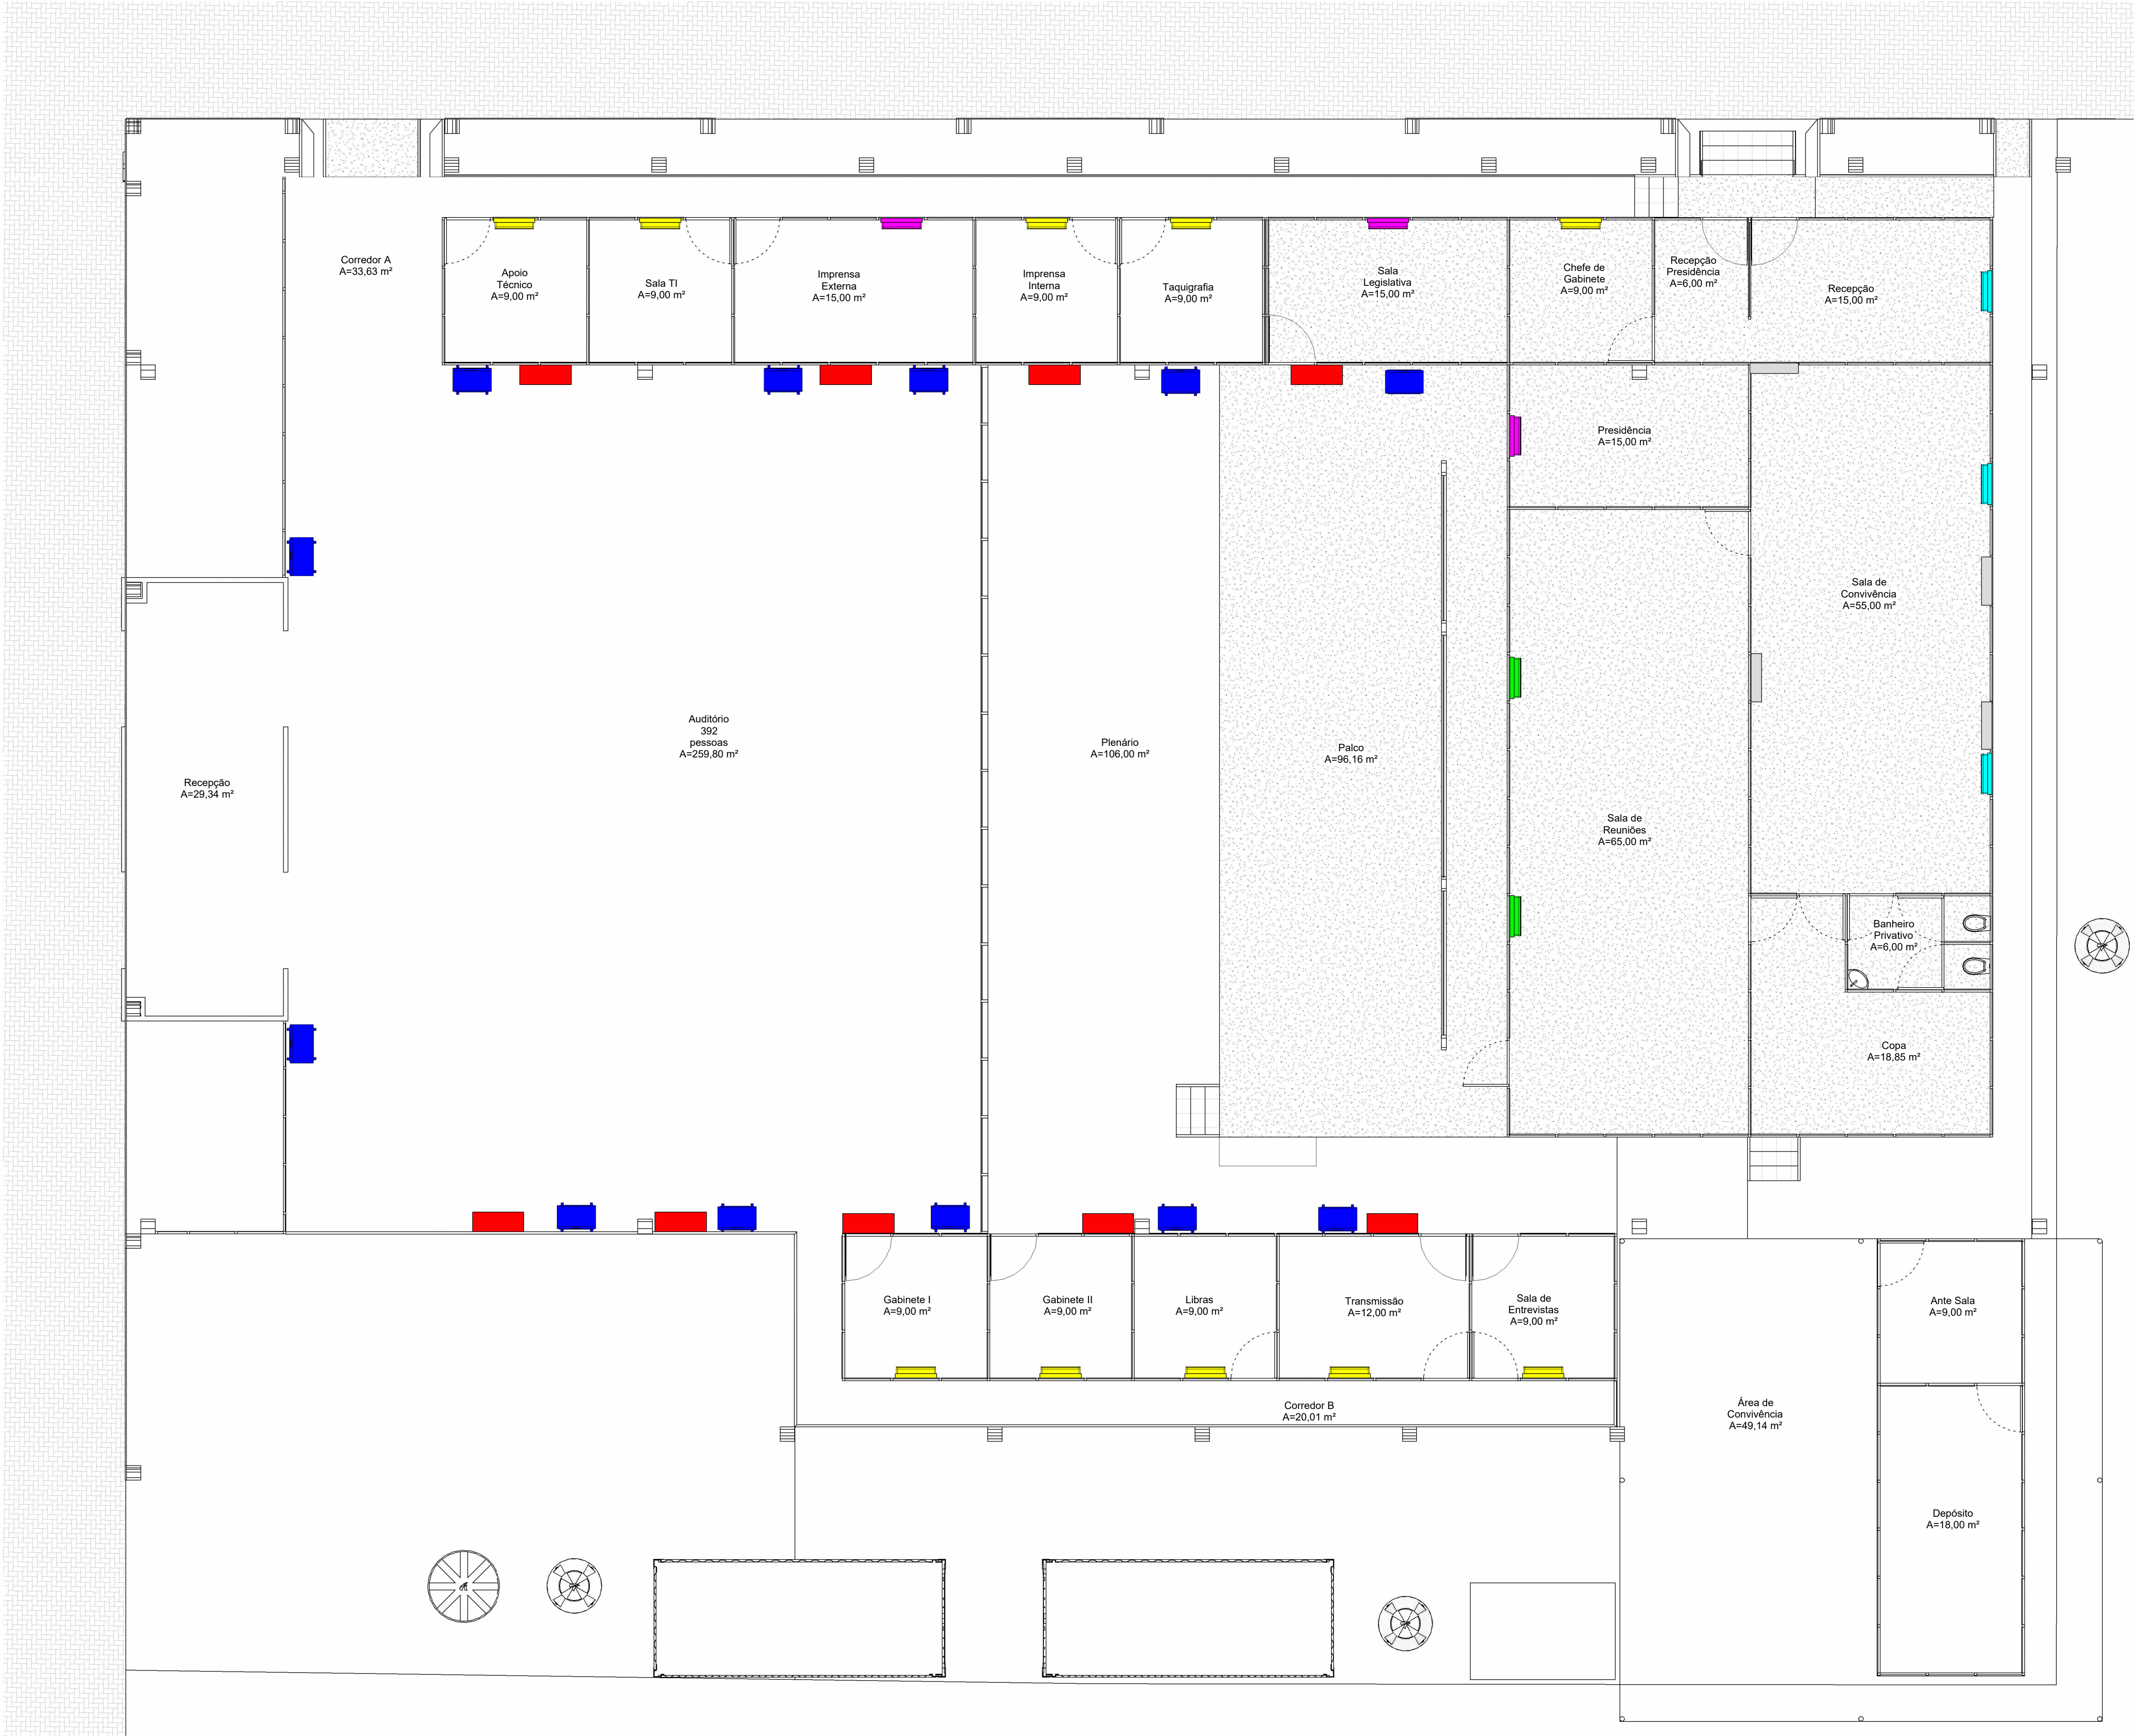

1 **Planta de Climatização**
ESCALA -1 : 75

LISTA DE EQUIPAMENTOS CLIMATIZAÇÃO - RRS 2025				
Orientação	Ambientes	Ar-Condicionado (btu/h)	Qtd.	Modelo
Sudoeste	Gabinete I	9.000	1	Split Hi Wall
	Gabinete II	9.000	1	Split Hi Wall
	Libras	9.000	1	Split Hi Wall
	Transmissão	9.000	1	Split Hi Wall
	Sala de Entrevistas	9.000	1	Split Hi Wall
Nordeste	Apoio Técnico	9.000	1	Split Hi Wall
	Sala TI	9.000	1	Split Hi Wall
	Imprensa Externa	12.000	1	Split Hi Wall
	Imprensa Interna	9.000	1	Split Hi Wall
	Taquigrafia	9.000	1	Split Hi Wall
	Sala Legislativa	12.000	1	Split Hi Wall
	Chefe de Gabinete	9.000	1	Split Hi Wall
	Recepção Presidência / Recepção	18.000	1	Split Hi Wall
-	Presidência	12.000	1	Split Hi Wall
	Sala de Reuniões	24.000	2	Split Hi Wall
	Sala de Convivência	18.000	2	Split Hi Wall
	Auditório + Plenário + Palco	60.000	9	Split Piso Teto
Descrição Completa	Cada aparelho de ar-condicionado, obrigatoriamente, deve ser constituído por uma unidade evaporadora e uma unidade condensadora, tipo Split, modelo convencional ou inverter, com gás refrigerante R410a, tensão 220V. Deve estar inclusa a rede de drenagem, tubulação frigorígena de cobre (linha de líquido e gás) e sua devida isolamento térmica.			
-	Ambientes	Climatizador (Vazão mínima)	Qtd.	Modelo
Descrição Completa	Auditório + Plenário + Palco	5.500 m³/h	12	Evaporativo
	Tensão 220v, alcance frontal mínimo de 15m, área de abrangência de 100m², vazão mínima de 5.500 m³/h. Cada equipamento climatizador evaporativo deve possuir reservatório de água para autonomia mínima de 4 horas.			
	*Planejar o reabastecimento de água, por meio de mangueira ou baldes.			



ASSEMBLEIA LEGISLATIVA DO ESTADO DE RONDÔNIA
Endereço: Av. Farquar, 2562, Olaria, CEP 76.801-466, Porto Velho / RO

SECRETARIA DE ENGENHARIA E ARQUITETURA

Titulo do projeto:
12ª Rondônia Rural Show Internacional

Titulo do desenho:
Planta de Climatização

Endereço da Obra:
Centro Tecnológico Vandeci Rack, Ji-Paraná/RO

Projeto:	Folha:	Data do Projeto:	Escala:	Prancha:
CLIMATIZAÇÃO	A1	MAR/2025	1 : 75	ÚNICA

Wellington da Silva Ávila - Autor do Projeto
Analista Legislativo - Eng. Mecânico
CREA Nº 114620/RO

Rodrigo Assis da Silva
Secretário de Engenharia e Arquitetura
CREA Nº 9323/D-MT

Arildo Lopes da Silva
Secretário Geral

Alex Redano
Presidente da Aler/RO